




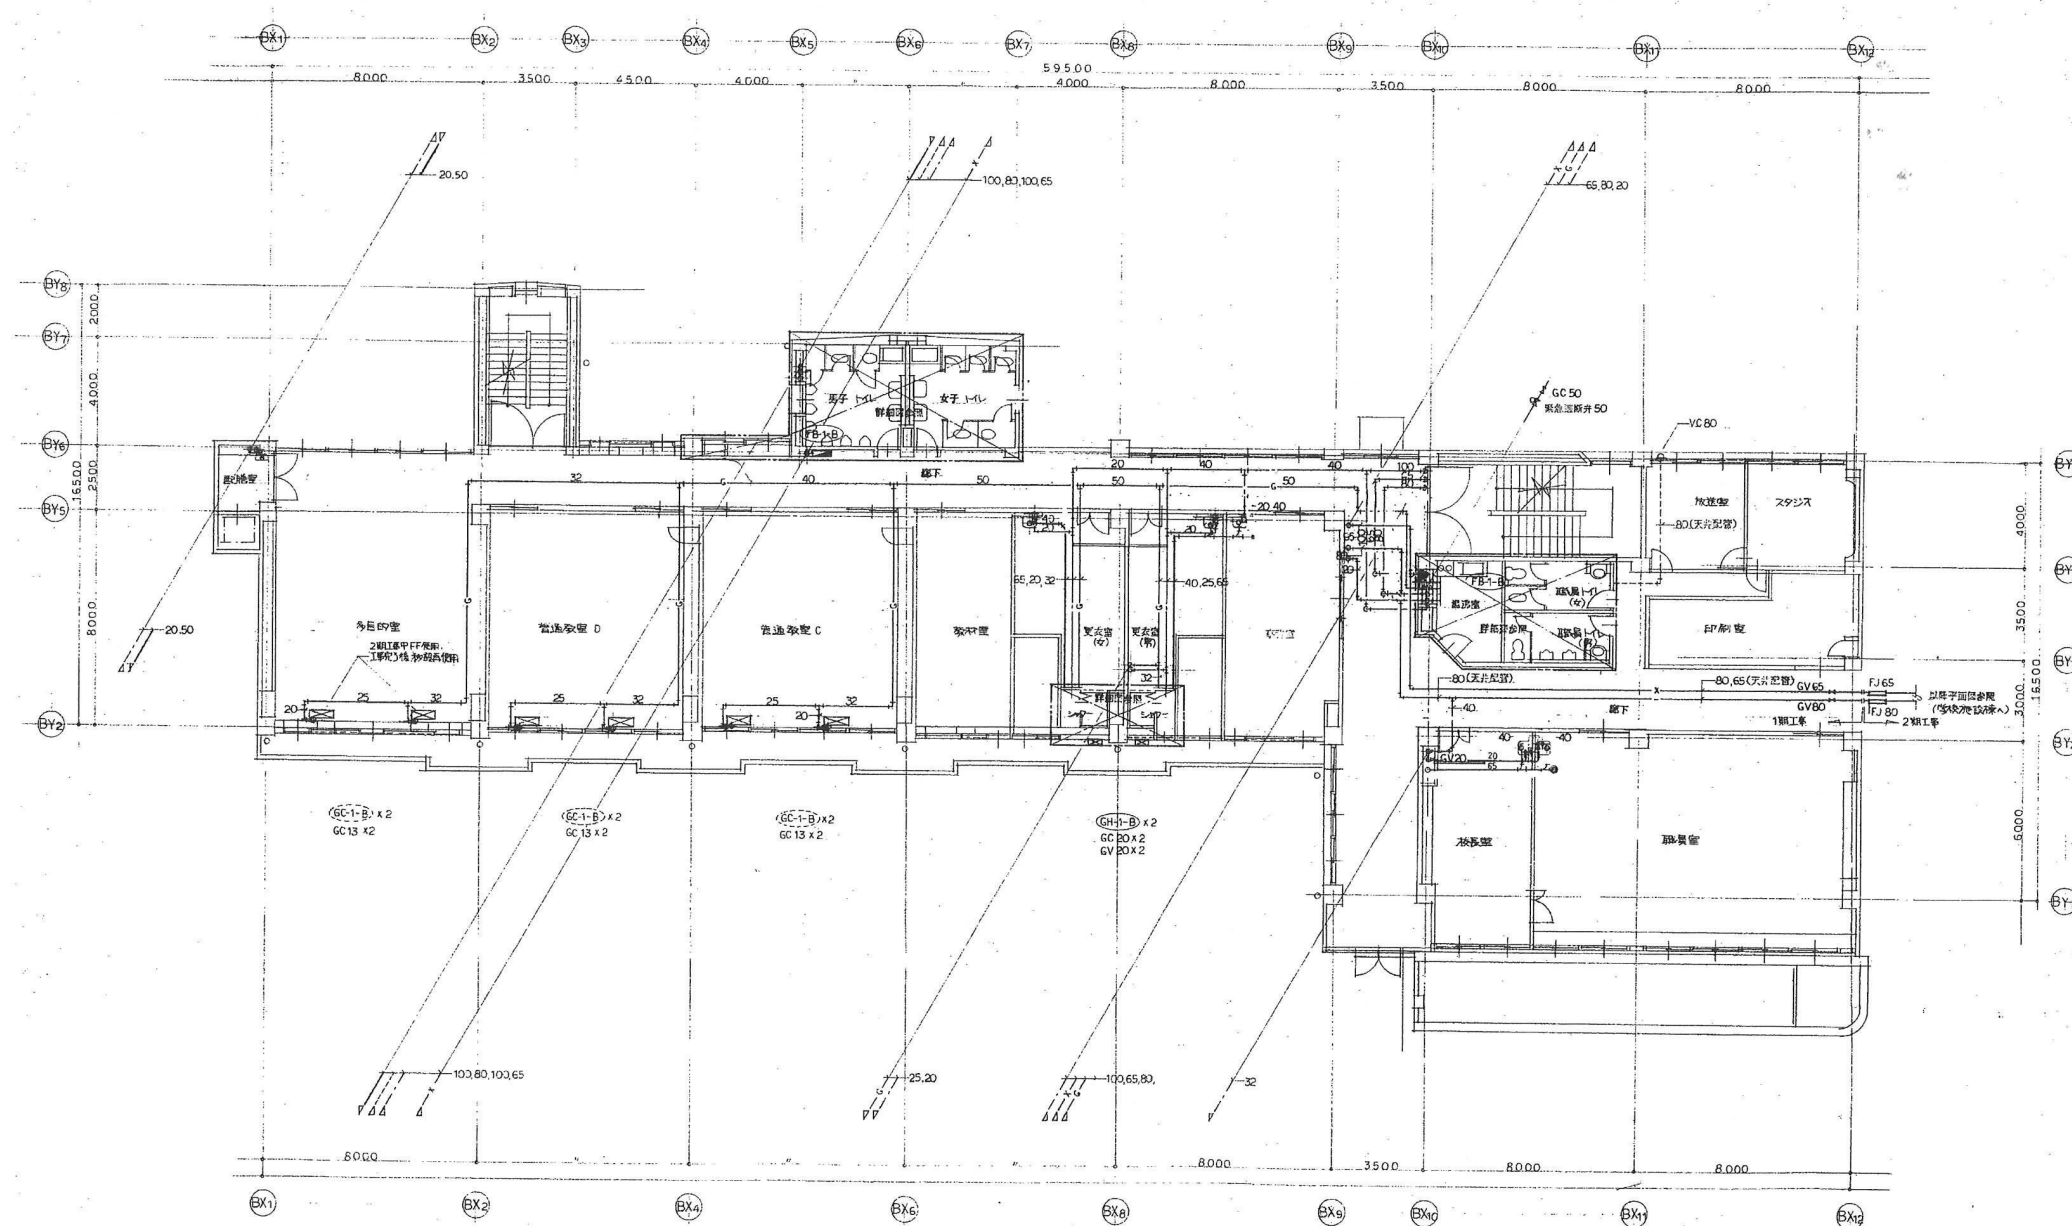

整理番号	注記	株式会社 平安設計 埼玉支店 1 級建築士事務所登録 埼 第 6163 号 1 級建築士登録 第 307139 号 石井 勝典	設計年月日			工事名称 旧坂戸市立北坂戸小学校校舎解体等工事			校舎 A KM-07

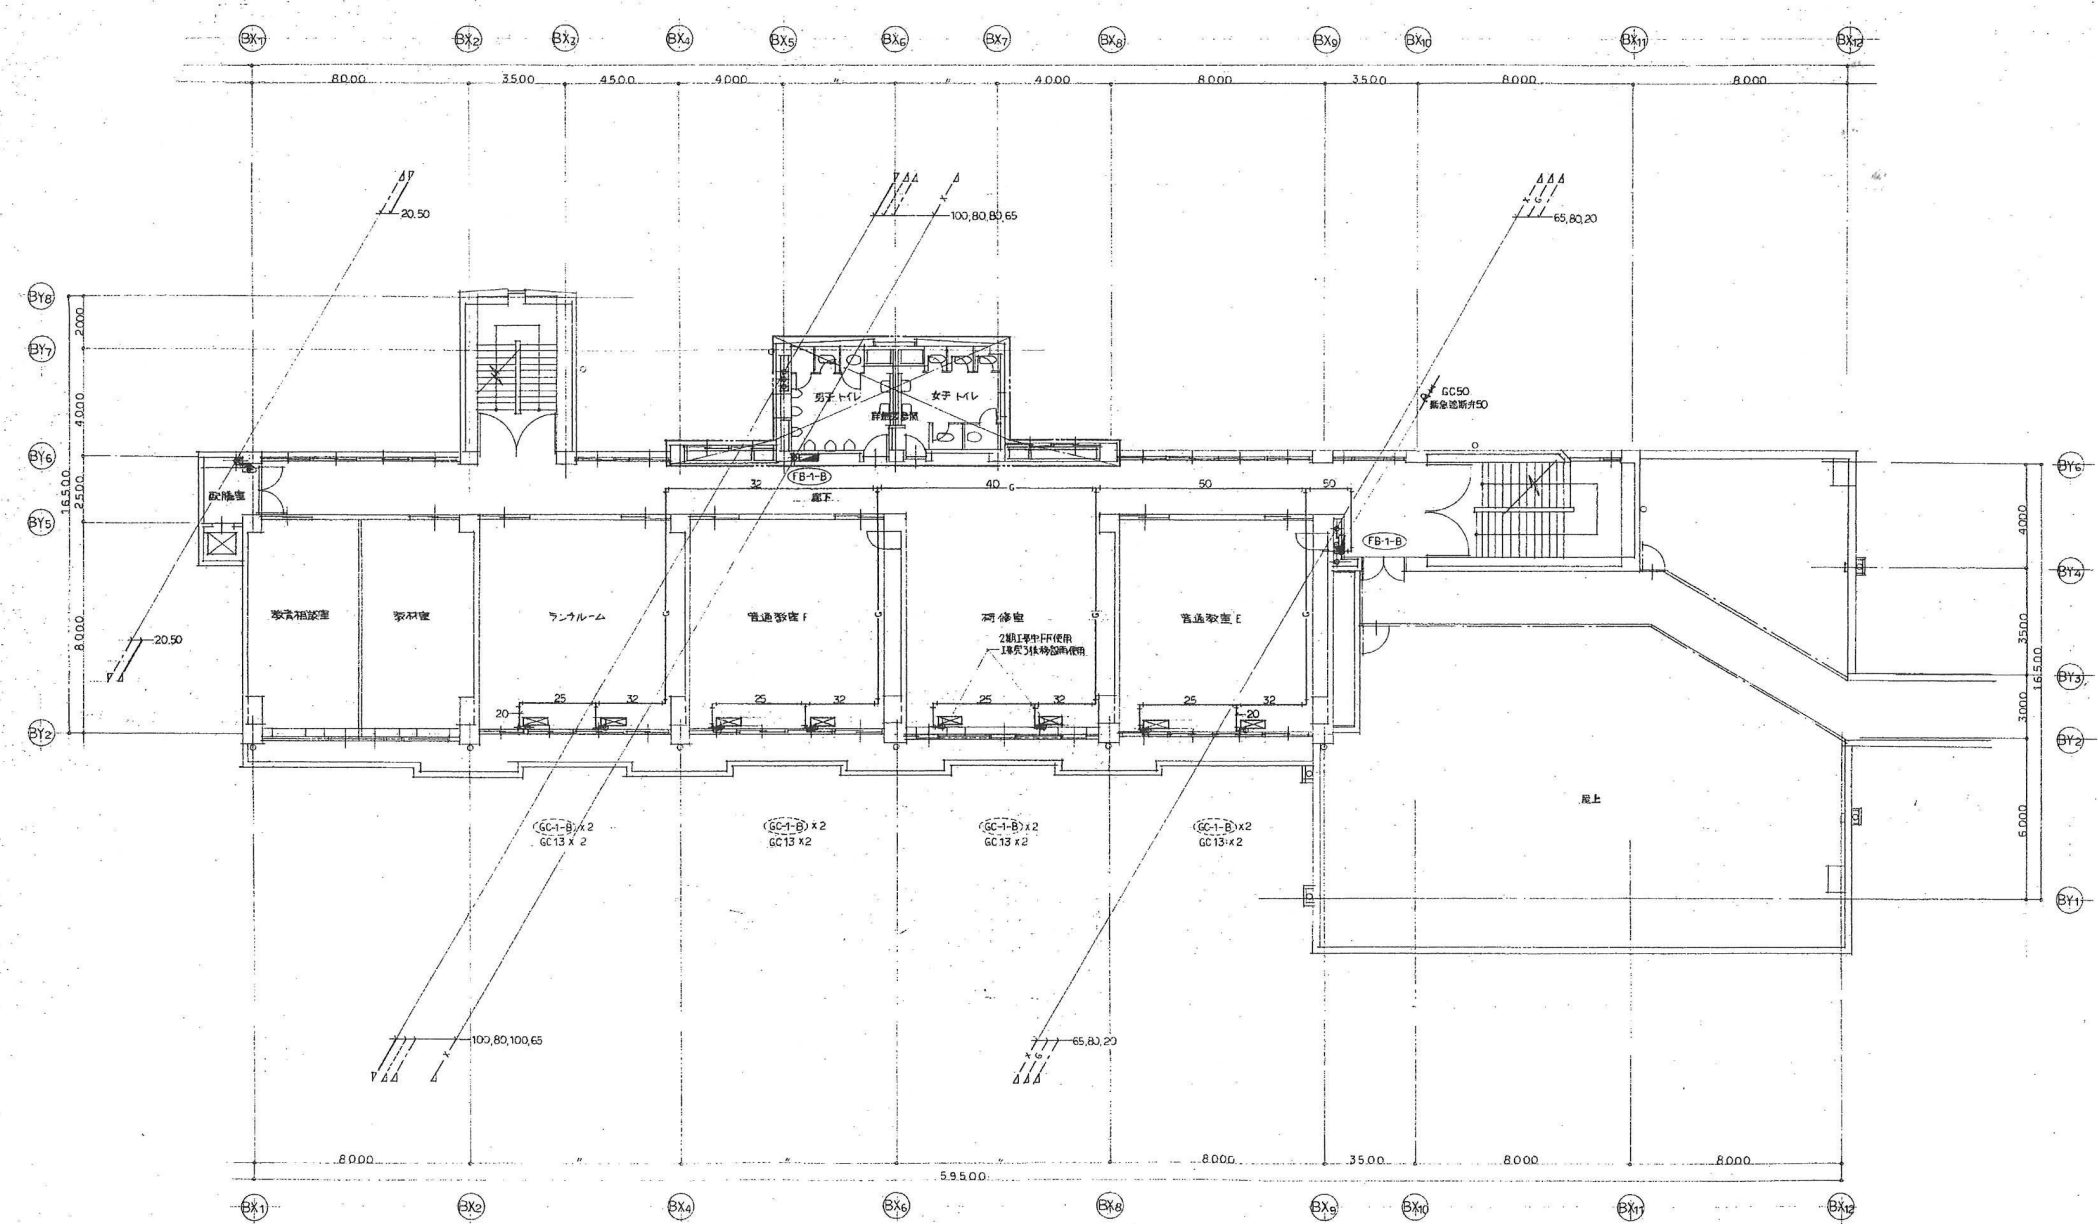

整理番号	注記	株式会社 平安設計 埼玉支店 1 級建築士事務所登録 埼 第 6163 号 1 級建築士登録 第 307139 号 石井 勝典	設計年月日			工事名称 旧坂戸市立北坂戸小学校校舎解体等工事			校舎 A KM-08
							縮尺 A2= 1/200 A4= 1/400		

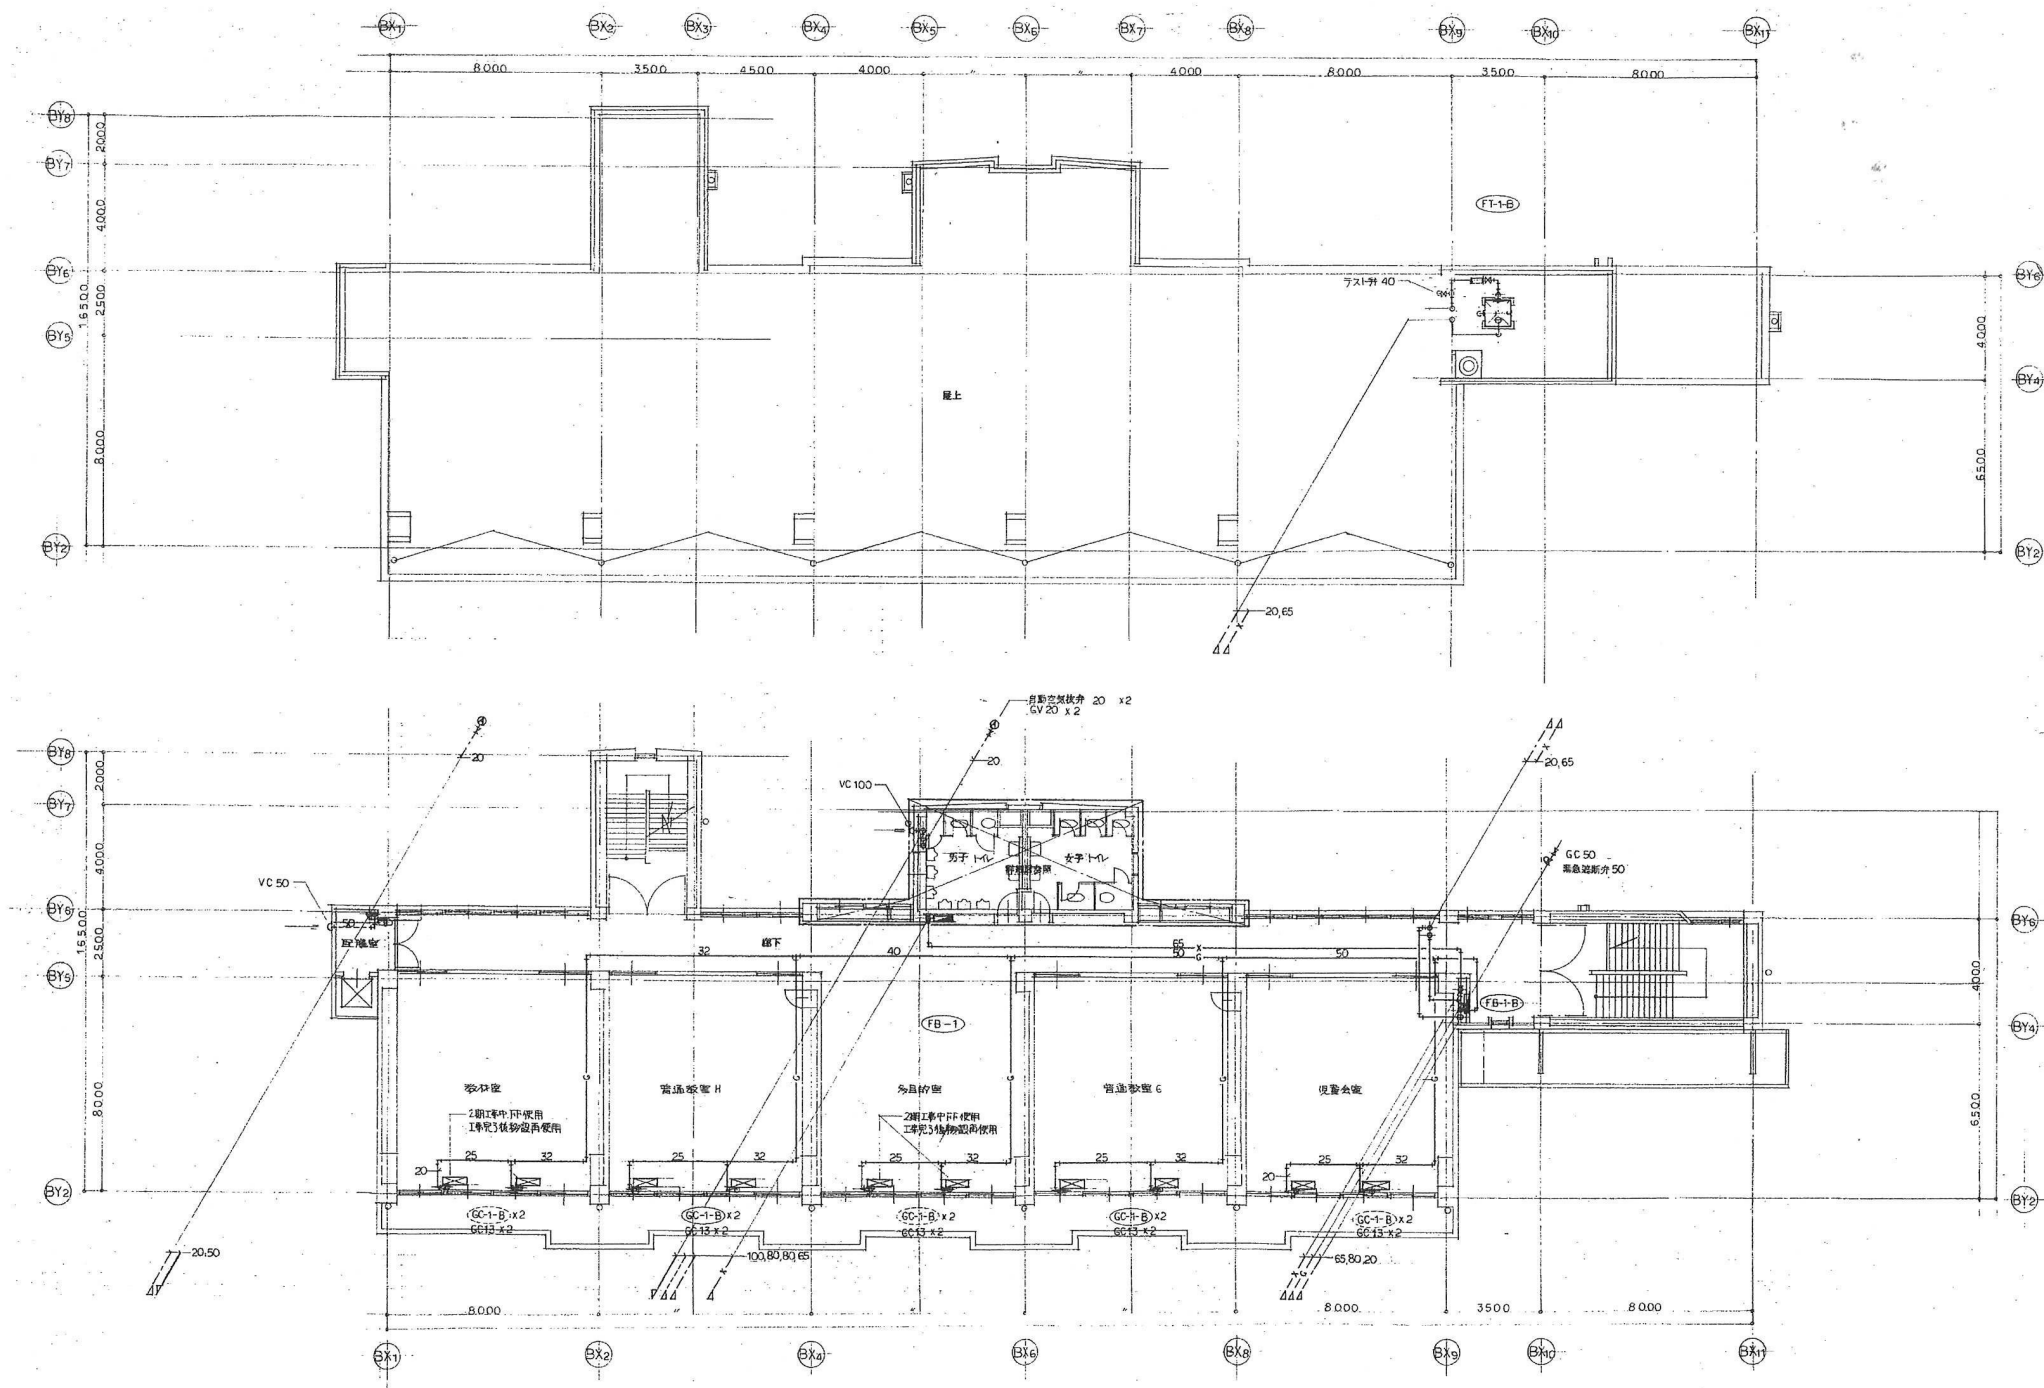





整理番号	注記

株式会社 平安設計 埼玉支店
1級建築士事務所登録 埼 第 6163 号
1級建築士登録 第 307139 号 石井 勝典

設計年月日

工事名称	旧坂戸市立北坂戸小学校校舎解体等工事
図面名称	給排水衛生設備 4・R階平面図
縮尺	A2= 1/200 A4= 1/400


校舎 A
KM-09

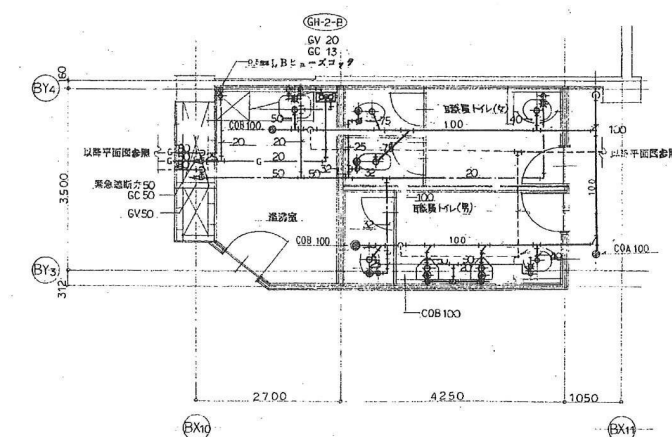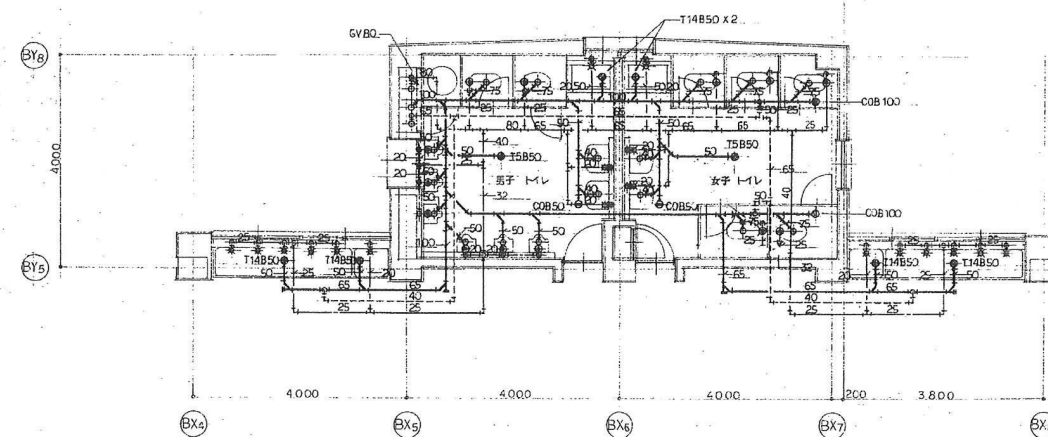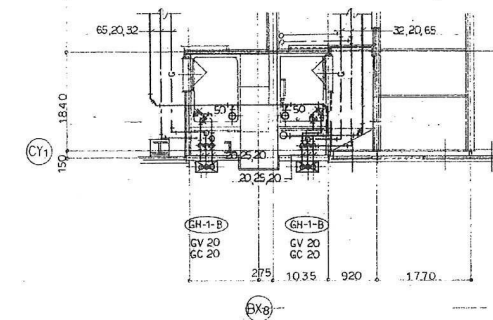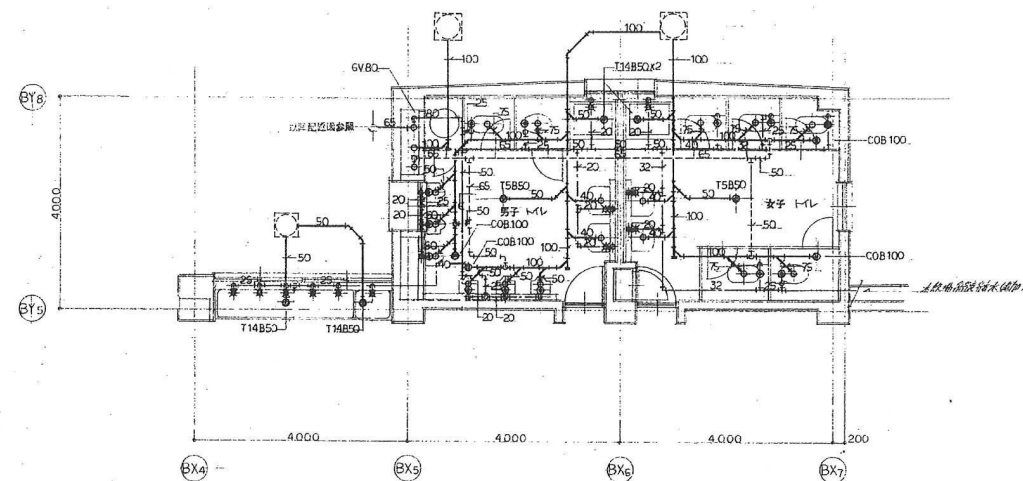


整理番号	注記	株式会社 平安設計 埼玉支店 1 級建築士事務所登録 埼 第 6163 号 1 級建築士登録 第 307139 号 石井 勝典	設計年月日		工事名称		校舎 A KM-10
					旧坂戸市立北坂戸小学校校舎解体等工事		
					図面名称	縮尺	
					給排水衛生設備 便所詳細図	A2= 1/100 A4= 1/200	

機器表

記 号	機器名称	仕 様	動 力				台 数	設置場所		備 考
			相	電圧	出力	起動		階	室 名	
PAC-7-B	パナソニック	空冷ヒートポンプ式4方向脱排型	(φ)	(V)	(KW)			1	2 ｽﾀｼﾞｵ	コンクリート基礎 200H(建築工事)
		冷房能力 5.3Kw								ｷｬﾌｪﾃﾞﾗ (建築工事)
		暖房能力 7.1Kw								室外機 76Kg
		室外機 圧縮機	3	200	2.0	直入				室内機 26Kg
		送風機	3	200	0.06	直入				
		室内機 送風機	3	200	0.07	直入				
		冷媒管 (φ.52 φ.15.88 φ)								
		ﾄﾚﾝｼｭﾝｸﾞ ｶｷ, ﾏｲﾍﾞﾘﾃｺﾐ								
		消費電力 2.55Kw								
PAC-8-C	パナソニック	空冷ヒートポンプ式脱排型						1	1 休憩室	室外機用銅管製冷台
		冷房能力 3.2Kw (1.6 ~ 3.7Kw)								
		暖房能力 4.5Kw (1.6 ~ 5.0Kw)								室外機 34Kg
		室外機 圧縮機	1	100	960w	直入				室内機 9Kg
		送風機	1	100	21w	直入				
		室内機 送風機	1	100	18w	直入				
		冷媒管 (φ.35 φ.12.7 φ)								
		ﾄﾚﾝｼｭﾝｸﾞ ｶｷ								
		消費電力 1600w								
GC-1-B	ガスFF式温風暖房機	床置タイプ (ガス種 6A用)						16	1 ~ 4 普通教室	
		暖房能力 8000Kcal/H						14	1 ~ 4	
		ガス消費量 9200Kcal/H								
		消費電力	1	100	89w	直入				
		強化ガラス、電子式サーモスタット共								
		その他標準付属品1式								

 

記 号	機器名称	仕 様	動 力				台 数	設置場所		備 考
			相	電圧	出力	起動		階	室 名	
F - 1 - B	天井埋込型換気扇	低騒音型	(φ)	(V)	(W)		4	1～4	男子便所	
		150φ×400CMH×10mmAq	1	100	74	直入	4	1～4	女子便所	
		スリルス製ﾊﾞｲﾌｫｰﾄﾞ 共								
F - 2 - B	天井埋込型換気扇	低騒音型					1	1	保健室	
		150φ×330CMH 10mmAq	1	100	74	直入				
		スリルス製ﾊﾞｲﾌｫｰﾄﾞ 共								
F - 3 - B	天井埋込型換気扇	低騒音型					2	2	ｼｬｰｰ室	
		100φ×300CMH×8mmAq	1	100	8.4	直入				
		スリルス製ﾊﾞｼﾝｷｬｯﾌﾞ 共								
F - 4 - B	天井埋込型換気扇	低騒音型					2	2	職員ﾄｲﾚ	
		150φ×210CMH×6mmAq	1	100	25	直入	1	2	事務室	
		スリルス製ﾊﾞｲﾌｫｰﾄﾞ 共								
F - 5 - B	壁付換気扇	格子ﾀｲﾌﾟ (風圧式ｼｬｯｼｰ)					1	2	校長室	
		200φ×180CMH	1	100	17	直入				
		スリルス製ｳｪｰｶﾝ 共								
F - 6 - B	壁付換気扇	格子ﾀｲﾌﾟ (風圧式ｼｬｯｼｰ)					1	2	職員室	
		280φ×500CMH	1	100	22	直入				
		スリルス製ｳｪｰｶﾝ 共								
F - 7 - B	天井埋込型換気扇	低騒音型					1	2	印刷室	
		150φ×360CMH×10mmAq	1	100	74	直入				
		スリルス製ﾊﾞｲﾌｫｰﾄﾞ 共								
F - 8 - B	天井埋込型換気扇	低騒音型					1	2	放送室	
		100φ×120CMH×6mmAq	1	100	22	直入	1	2	ｽﾁｼﾞｰ	
		スリルス製ﾊﾞｲﾌｫｰﾄﾞ 共					4	1～4	配膳室	
F - 9 - B	ﾄﾝｼﾞﾌｫｰﾄﾞﾌｧﾝ	ﾌﾞｰｽ型					1	2	湯沸室	
		150φ×540CMH×16mmAq	1	100	126	直入				
		スリルス製ﾊﾞｲﾌｫｰﾄﾞ 共								
F - 10 - C	天井埋込型換気扇	各部廊用低騒音型					1	1	ｼｬｰｰ室	
		100φ×600CMH×8mmAq	1	100	15	直入				
		副露込口スリルス製ﾊﾞｼﾝｷｬｯﾌﾞ 共								
F - 11 - C	天井埋込型換気扇	低騒音型					1	1	便所	
		100φ×600CMH×5mmAq	1	100	8.4	直入				
		スリルス製ﾊﾞｼﾝｷｬｯﾌﾞ 共								
F - 12 - C	天井埋込型換気扇	低騒音型					1	1	林鶴室	
		100φ×600CMH×8mmAq	1	100	13	直入				
		スリルス製ﾊﾞｼﾝｷｬｯﾌﾞ 共								
F - 13 - C	天井埋込型換気扇	低騒音型					1	1	厨務	
		150φ×2500CMH×12mmAq	1	100	42	直入				
		スリルス製ﾊﾞｼﾝｷｬｯﾌﾞ 共								
F - 14 - C	天井埋込型換気扇	低騒音型					2	1	食料庫	
		150φ×180CMH×8mmAq	1	100	25	直入				
		スリルス製ﾊﾞｼﾝｷｬｯﾌﾞ 共								
EF - 1 - C	厨房系統排気ﾌｧﾝ	片吸込ｼｬｯｼｰﾌｧﾝ (屋外床置型)					1	1	厨務	
		No.3 1/2×15000 CMH×80 mmAq	3	200	3.7KW	直入				
		吊钩振設置 共								
EF - 2 - C	厨房系統排気ﾌｧﾝ	片吸込ｼｬｯｼｰﾌｧﾝ (屋外床置型)					1	1	厨務	
		No.3 1/2×800 CMH×80 mmAq	3	200	2.25KW	直入				
		吊钩振設置付								

 

: 撤去範囲外


整理番号	注記

株式会社 平安設計 埼玉支店


1級建築士事務所登録 埼 第 6163 号
1級建築士登録 第 307139 号 石井 勝典

設計年月日			工事名称	
			旧坂戸市立北坂戸小学校校舎解体等工事	
			図面名称	編尺
			空調換気設備 機器表 (2)	A2= NON A4= NON

校舎 A
KM-12

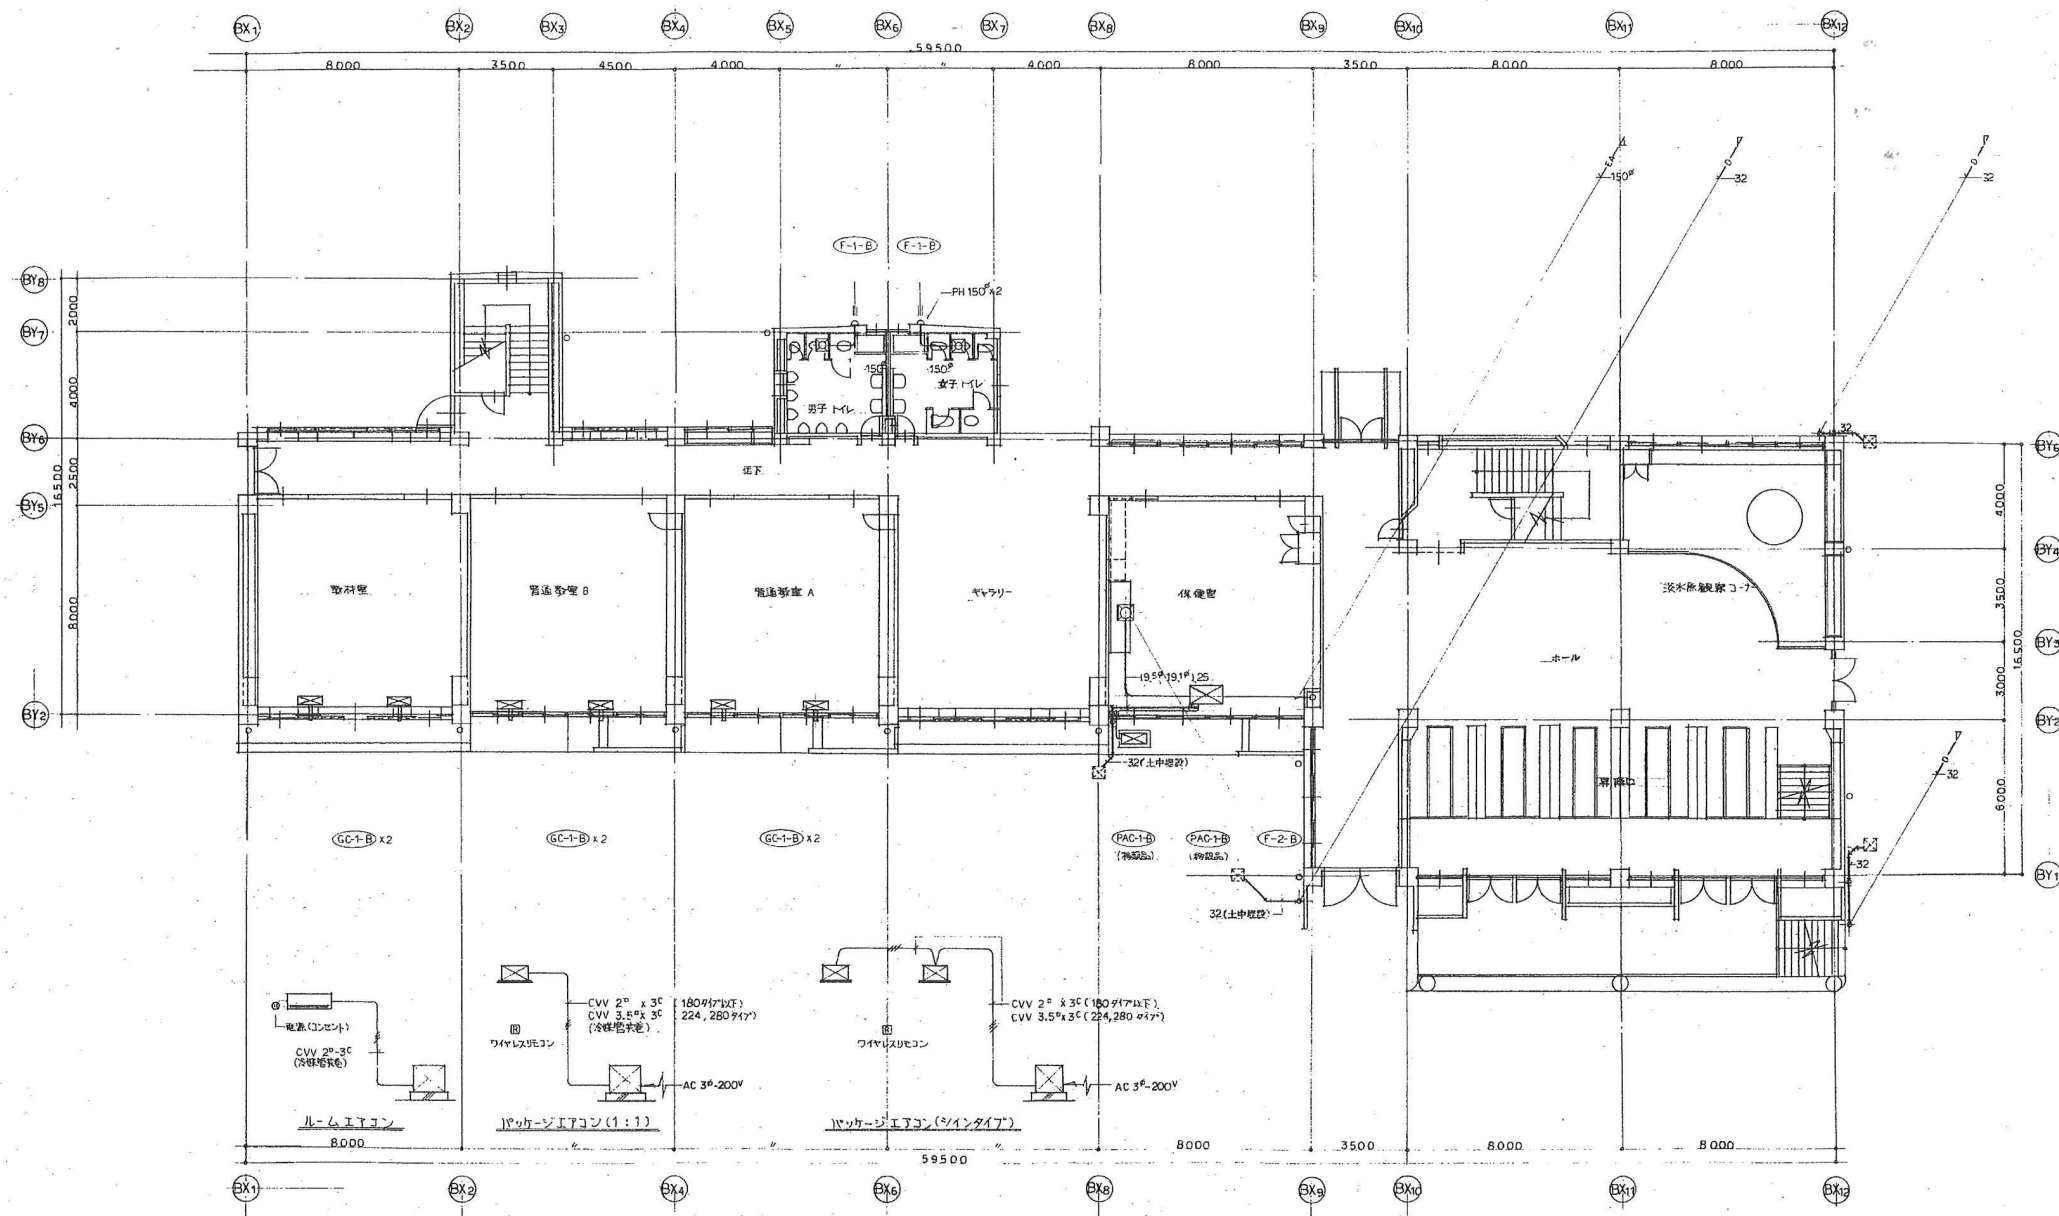

整理番号	注記	株式会社 平安設計 埼玉支店 1 級建築士事務所登録 埼 第 6163 号 1 級建築士登録 第 307139 号 石井 勝典	設計年月日			工事名称 旧坂戸市立北坂戸小学校校舎解体等工事			校舎 A KM-13

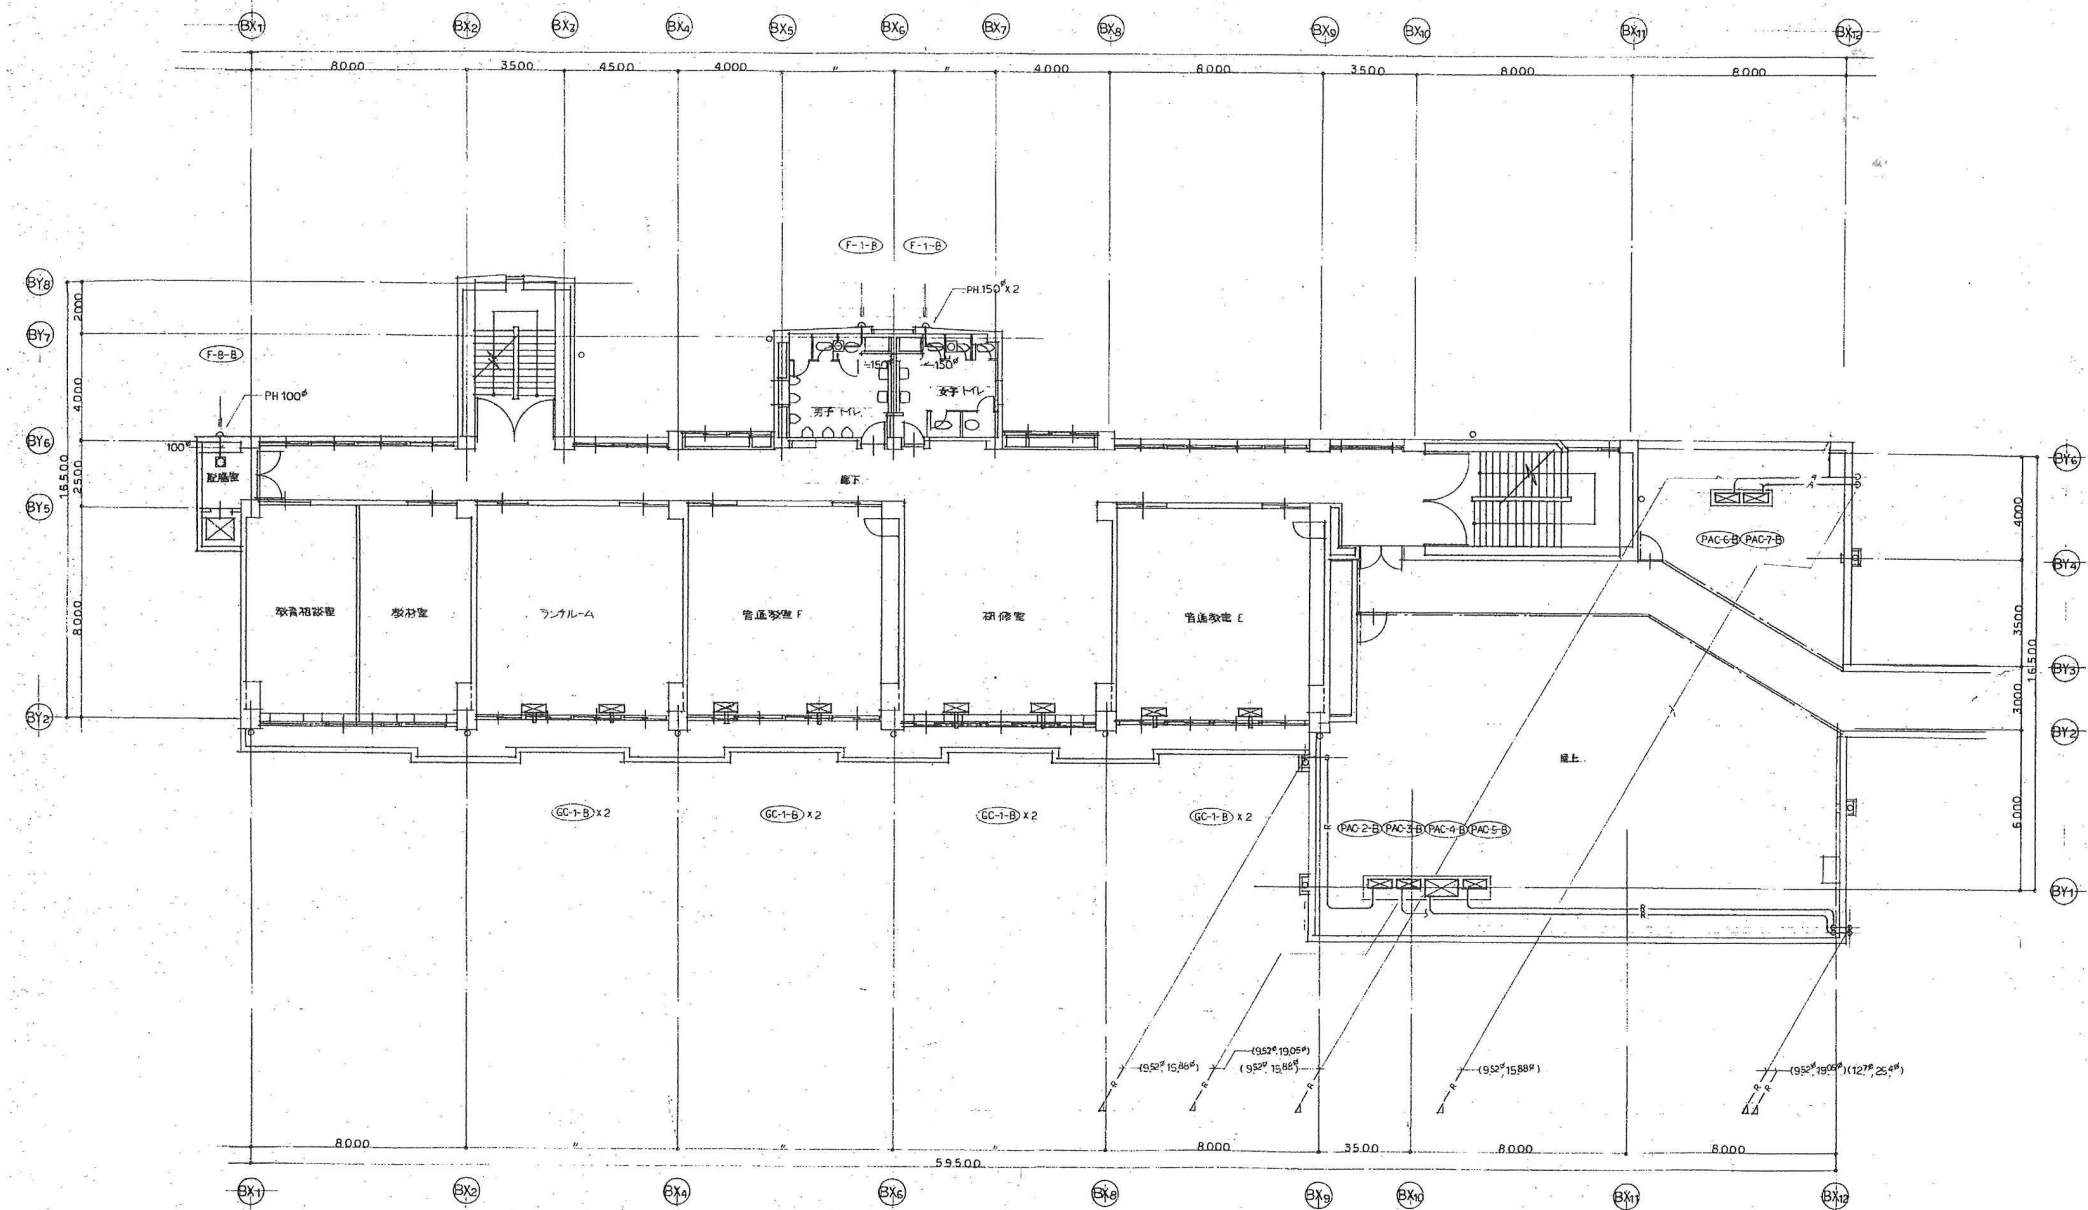


整理番号	注記

株式会社 平安設計 埼玉支店
1級建築士事務所登録 埼 第 6163 号
1級建築士登録 第 307139 号 石井 勝典

設計年月日

工事名称 旧坂戸市立北坂戸小学校校舎解体等工事	
図面名称 空調換気設備 3階平面図	縮尺 A2= 1/200 A4= 1/400

校舎 A
KM-15

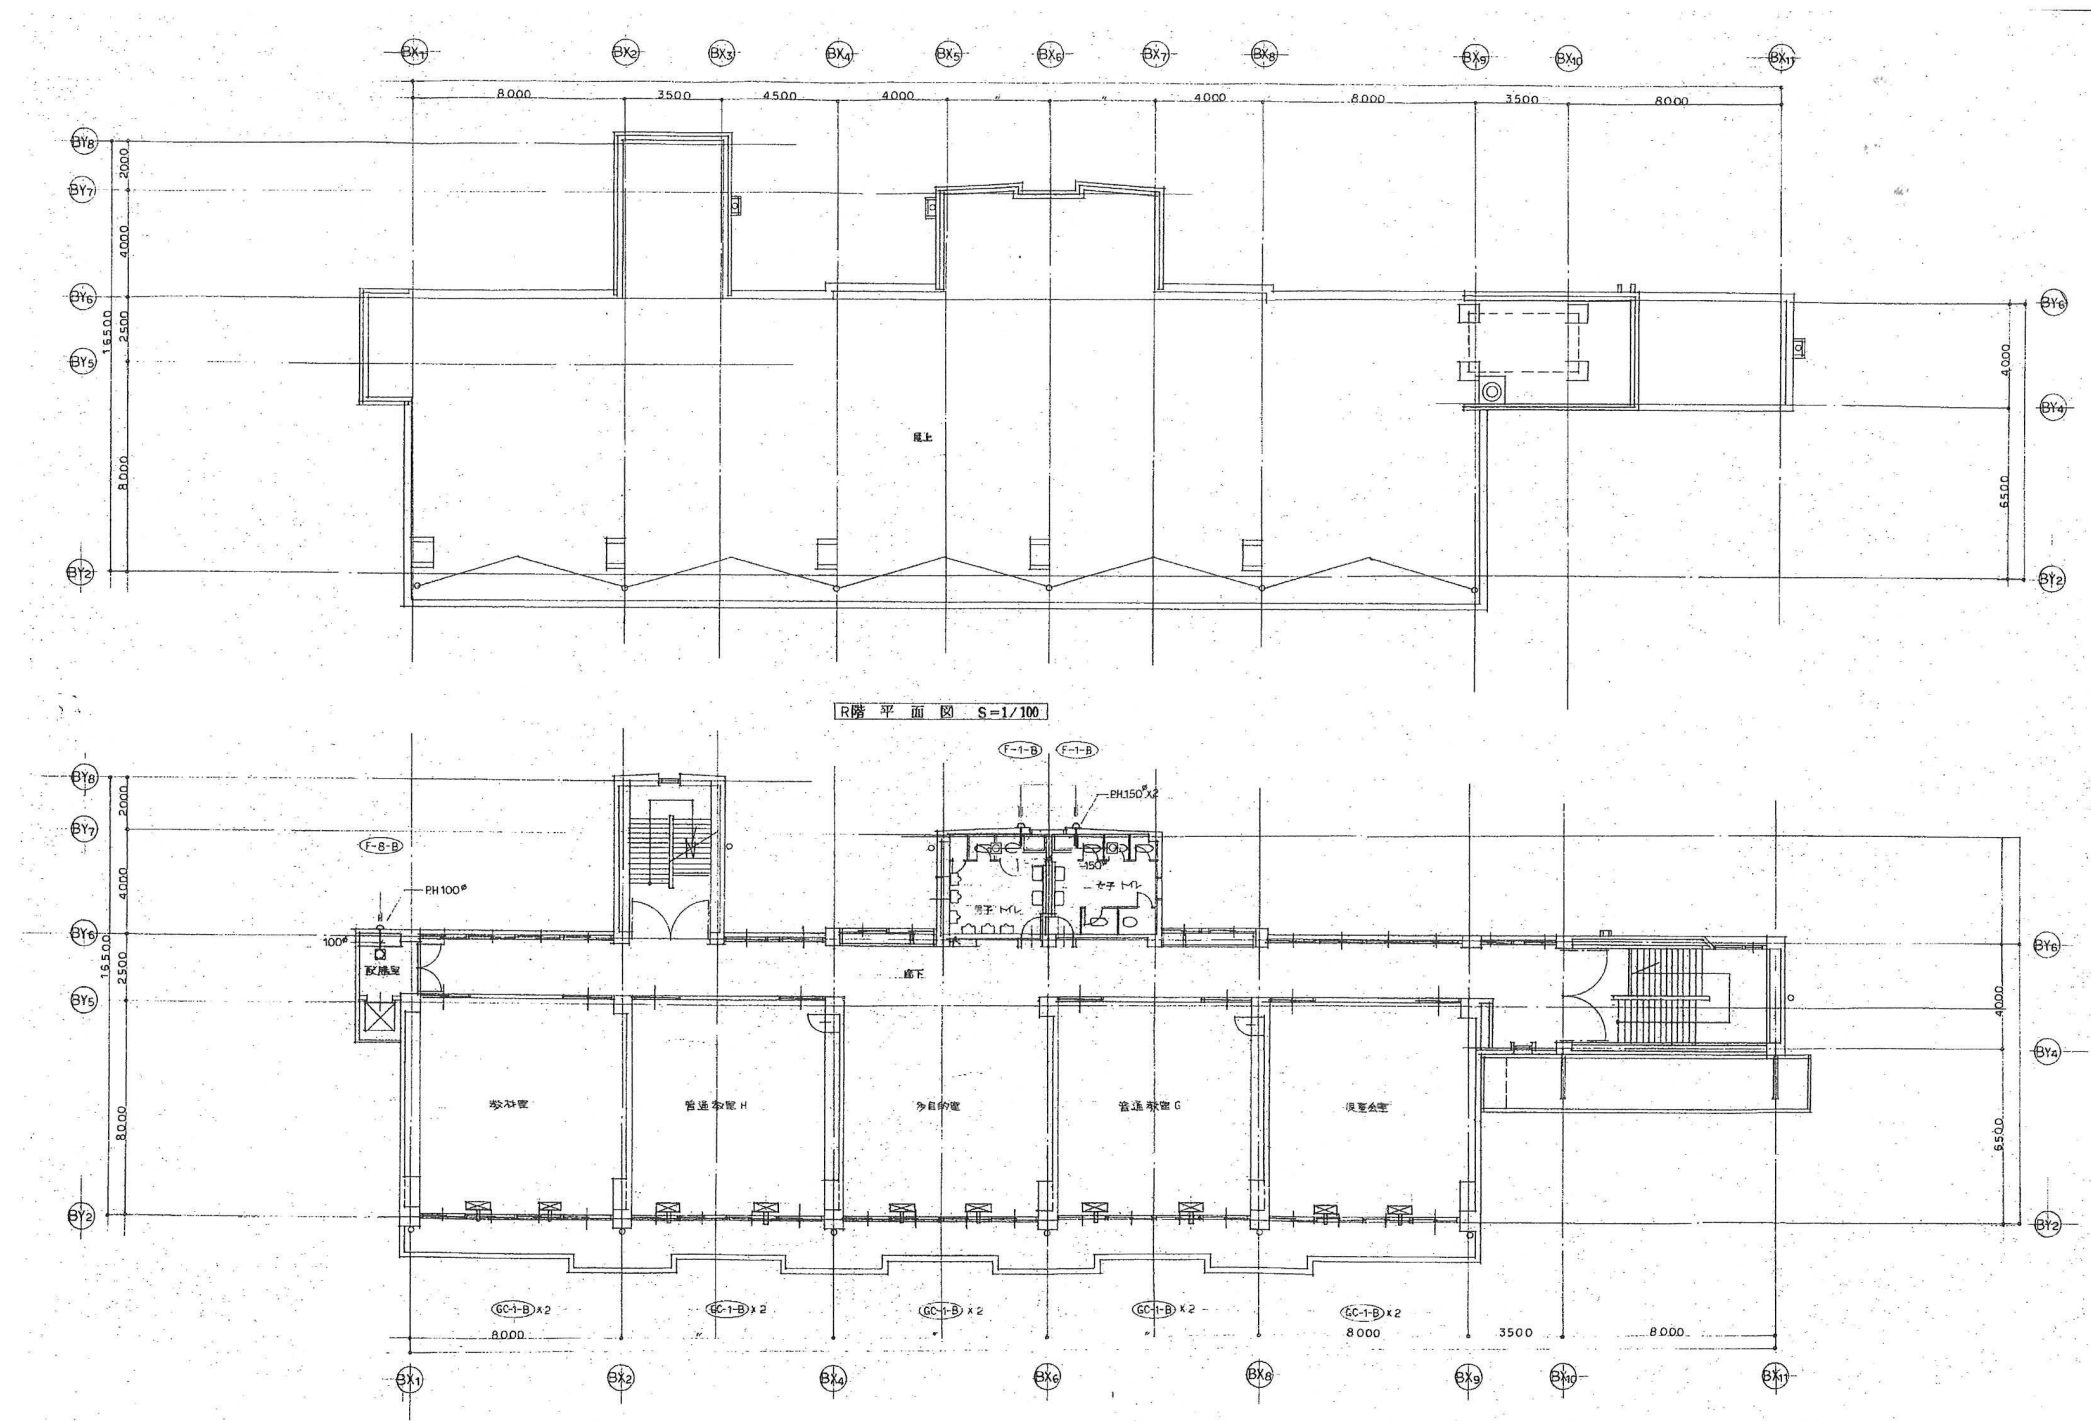

整理番号	注記

株式会社 平安設計 埼玉支店
1級建築士事務所登録 埼 第 6163 号
1級建築士登録 第 307139 号 石井 勝典

設計年月日

工事名称	旧坂戸市立北坂戸小学校校舎解体等工事
図面名称	空調換気設備 4・R階平面図
縮尺	A2= 1/200 A4= 1/400

校舎 A
KM-16

機 器 表

記 号	機 器 名	仕 様	電 気 容 量 (50HZ)			台数	設置場所	備 考
			電源 φ × V	容量 KW	消費電力 KW			
FB-2-A	屋内消火栓箱	形 式：銅板製露出型（火報併設型）				3	1. 2階廊下	
		付属品：消火栓弁40A、ホース掛け、ホース15m×2本、ノズル						
GC-1-A	ガスFF式温風暖房機	形 式：床置型				12	1. 2階普通教室	
		暖房能力：8000cal/h	1×100		0.089			
		ガス消費量： 9200cal/h						
		付属品：電子式ルームサーモ、強化ガスホース						

器 具 表


器具名	仕様	参考型番	1 階		2 階		防災施設 1 階		防災施設 2 階		防災施設 3 階		屋 外 計	備 考
			男子 トイレ	女子 トイレ 廊下	男子 トイレ	女子 トイレ 廊下	男子 トイレ	女子 トイレ 身障者用 トイレ	男子 トイレ	女子 トイレ 身障者用 トイレ	男子 トイレ	女子 トイレ 身障者用 トイレ		
和風大便器	フロッシュパ`式	C750VF,TV750CR,紙巻器 その他標準付属品 1 式	1	4	1	4	1	3					14	
耐火か`		HGS750S			1	4							5	
洋風大便器	フロッシュパ`式	C14,TV750DHR,便座 TC262N,紙巻器 その他標準付属品 1 式	1	1	1	1							4	
身障者用大便器	フロッシュパ`式	C48,TU141Q,TS741BRX(押`タシ、節水タイプ) TS40L,便座 TC271N,他 1 式（手すりは建築工事）					1						1	
小便器	スト`ル型	U53,T60POX(押`タシ大)、トラッ`なし その他標準付属品 1 式	6		6		3						15	
洗面器	壁掛型	L230S,T205,水石けん入れ その他標準付属品 1 式	2	2	2	2	1	1	1	1			14	
身障者用洗面器	壁掛型	L103D,T205Q.(手すりは建築工事) その他標準付属品 1 式					1						1	
化粧鏡	363x455	TS119ASR3	2	2	2	2	1	1	1	1	1		14	
傾斜鏡	照明付	LMS31					1						1	
掃除流し	パ`ツク付	SK22A,T23AE20 その他標準付属品 1 式					1				1		2	
横水栓		T31S13					8		5	5			20	
横水栓	泡沫式	T123B13		2		2							4	
横水栓		T200 S13		10		10							20	
散水栓	カッ`リンク`付	T27 - 13(カ`ツクス共)											5 5	

凡 例


記 号	名 称	摘 要
―― ―――	給 水 管	ビ`ニ`ン鋼管(V A)、土中埋設、硬質塩化ビ`ニ`ス管(H-HP)
―― ―――	給 湯 管	耐熱ビ`ニ`ン鋼管(H-TLP)
―― ―――	排 水 管	
―― G ―――	ガ ス 管	ガス会社指定品
―― X ―――	消 火 管	配管用炭素鋼鋼管 (SGP-品)
―― 〇 ―――	屋 内 排 水 管	耐火二層管、土中埋設、硬質塩化ビ`ニ`ス管(VP)
―― 〇 ―――	通 気 管	耐火二層管、土中埋設、硬質塩化ビ`ニ`ス管(VP)
―― 〇 ―――	屋 外 排 水 管	硬質塩化ビ`ニ`ス管(VP)
―― 〇 ―――	仕 切 弁	
―― 〇 ―――	逆 止 弁	
―― 〇 ―――	フ`ィ`グ`ル 継 手	
―― 〇 ―――	水 栓	
―― 〇 ―――	混 合 水 栓	
―― 〇 ―――	散 水 栓	
―― 〇 ―――	ガ ス エ`ン``コ`タ	
―― 〇 ―――	床 排 水 金 物	
―― 〇 ―――	床 上 掃 除 口	
―― 〇 ―――	通 気 金 物	
―― 〇 ―――	屋 内 消 火 栓	
―― 〇 ―――	排 水 樹	
―― 〇 ―――	汚 水 樹	
―― 〇 ―――	格 子 樹	



: 撤去範囲外

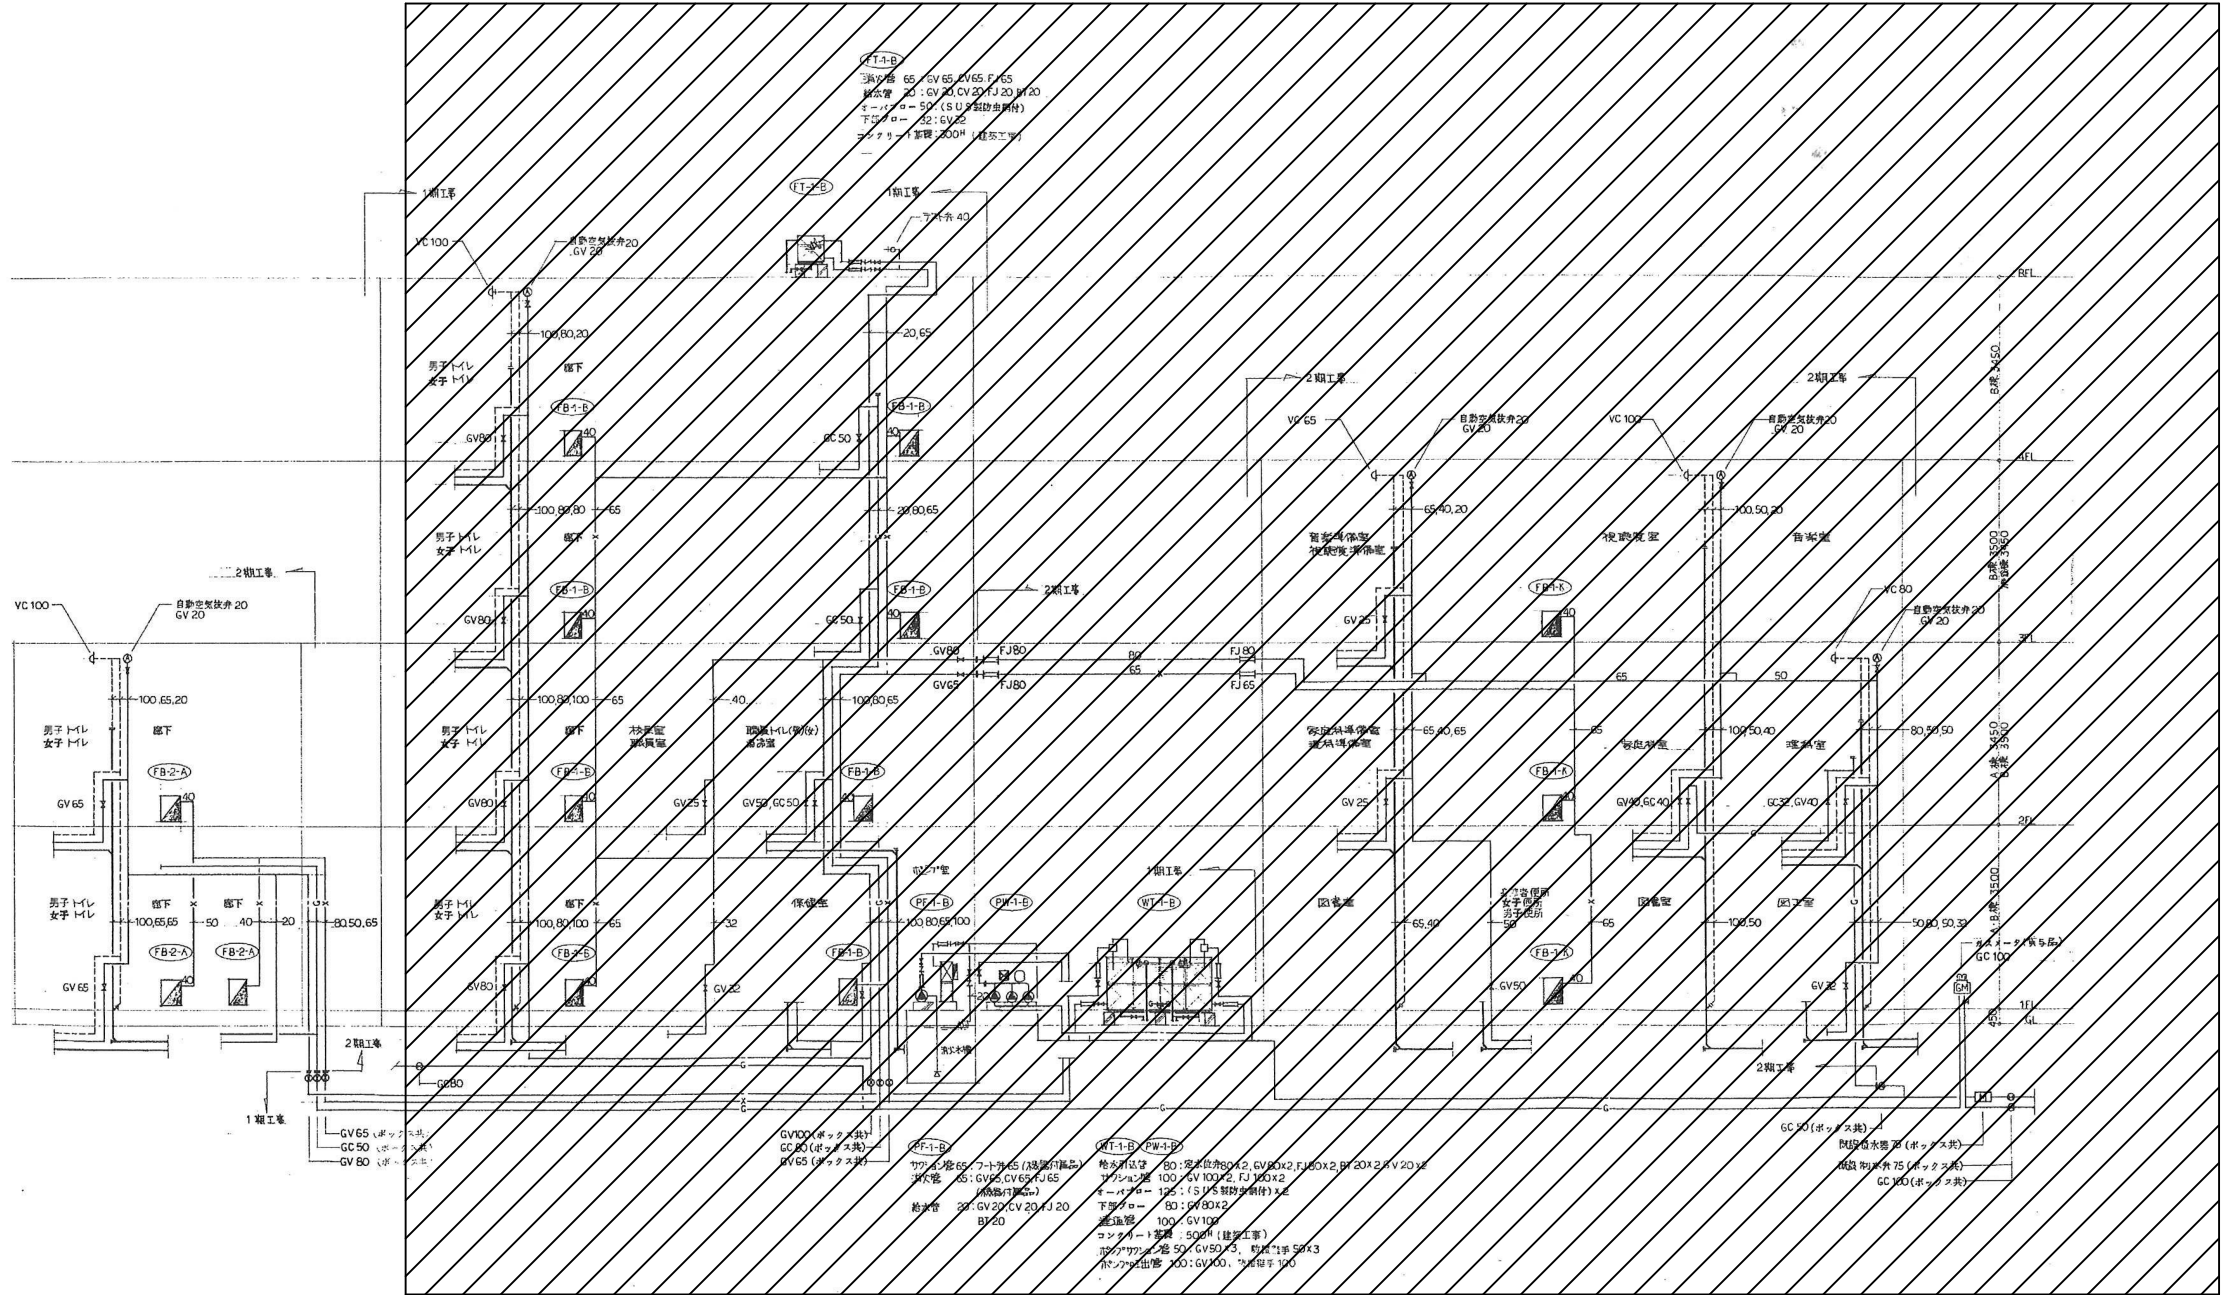

系統図 N.S

 

: 撤去範囲外

整理番号	注記	株式会社 平安設計 埼玉支店 1 級建築士事務所登録 埼 第 6163 号 1 級建築士登録 第 307139 号 石井 勝典	設計年月日			工事名称 旧坂戸市立北坂戸小学校校舎解体等工事			校舎 B KM-02
						図面名称 給排水衛生設備 系統図	縮尺 A2= NON A4= NON		

汚水樹 リ ス ト

記号	名称	内法 (mm)	地盤レベル (mm)	管底レベル (mm)	樹深さ (mm)	マンホール仕様	備考
SA-1	汚水樹	300 [□]	GL±0	GL-360	360	鑄鉄製防臭蓋 (軽耐)	
SA-1-1	"	"	"	"-360	360	" (")	
SA-2	汚水樹	300 [□]	GL±0	GL-440	440	鑄鉄製防臭蓋 (軽耐)	
SA-3	汚水樹	300 [□]	GL±0	GL-510	510	鑄鉄製防臭蓋 (軽耐)	
SA-4	汚水樹	450 [□]	GL±0	GL-540	540	鑄鉄製防臭蓋 (軽耐)	
SA-4-2	"	"	"	"-630	630	" (")	
SA-5	汚水樹	450 [□]	GL±0	GL-660	660	鑄鉄製防臭蓋 (軽耐)	
SA-6	汚水樹	600 [□]	GL±0	GL-770	770	鑄鉄製防臭蓋 (軽耐)	
SA-7	汚水樹	600 [□]	GL±0	GL-850	850	鑄鉄製防臭蓋 (中耐)	
SA-7-2	"	"	GL-50	"-810	810	" (")	
SA-10	汚水樹	600 [□]	GL±0	GL-990	990	鑄鉄製防臭蓋 (中耐)	
"-10-1	"	400	"	"-875	875	" (")	
SA-10-2	汚水樹	400 [□]	GL±0	GL-655	655	鑄鉄製防臭蓋 (中耐)	
"-11	"	600	"	"-1060	1060	" (")	
SA-12	汚水樹	400 [□]	GL±100	GL-300	400	鑄鉄製防臭蓋 (軽耐)	

* 雨水樹は泥溜 150H 以上とする。

* マンホール蓋安全荷重 軽耐 ～ 500Kg

* 樹深さは地盤レベルから流入管管底レベルを差し引いたものとする。

中耐 ～ 1500Kg

重耐 ～ 5000Kg

雨水樹 リ ス ト

記号	名称	内法 (mm)	地盤レベル (mm)	管底レベル (mm)	樹深さ (mm)	マンホール仕様	備考
RA-1	雨水樹	450 [□]	GL±0	GL-710	860	鑄鉄蓋 (軽耐)	
RA-1-2	"	"	"	"-850	1000	" (")	
RA-2	雨水樹	600 [□]	GL±0	GL-940	1090	鑄鉄蓋 (軽耐)	
RA-3	雨水樹	600 [□]	GL±0	GL-1060	1210	鑄鉄蓋 (軽耐)	
RA-4	雨水樹	600 [□]	GL±0	GL-1140	1290	鑄鉄蓋 (軽耐)	
RA-4-2	雨水樹						
RA-5	雨水樹		GL±	GL-			
RA-6	" 樹		GL±0	GL-			
RA-7	" 樹		GL±0	GL-			
RA-8	" 樹		GL±0	GL-			
RA-9	" 樹		GL±0	GL-			
RA-10	" 樹		GL±	GL-			
RA-10-2	" 樹						
RA-11	雨水樹	600 [□]	GL+50	GL-1220	1370	鑄鉄蓋 (軽耐)	
RA-12	雨水樹	600 [□]	GL±0	GL-1210	1360	鑄鉄蓋 (軽耐)	
RA-13	雨水樹	600 [□]	GL±0	GL-1250	1400	鑄鉄蓋 (中耐)	
RA-14	雨水樹	600 [□]	GL±0	GL-1080	1230	鑄鉄蓋 (軽耐)	
RA-20	雨水樹	600 [□]	GL±0	GL-1390	1540	鑄鉄蓋 (中耐)	
RA-20-2	"	600	"	"-1530	1680	" (")	
RA-21	雨水樹	600 [□]	GL±0	GL-1485	1635	鑄鉄蓋 (中耐)	
RA-22	雨水樹	600 [□]	GL±0	GL-1505	1655	鑄鉄蓋 (中耐)	
RA-23	雨水樹	450 [□]	GL±0	GL-400	350	鑄鉄蓋 (軽耐)	
RA-23-2	"	300	"	GL-300	450	" (")	
RA-24	雨水樹	450 [□]	GL±0	GL-410	560	鑄鉄蓋 (中耐)	

* 雨水樹は泥溜 150H 以上とする。

* マンホール蓋安全荷重 軽耐 ～ 500Kg


* 樹深さは地盤レベルから流入管管底レベルを差し引いたものとする。

中耐 ～ 1500Kg


重耐 ～ 5000Kg



: 撤去範囲外

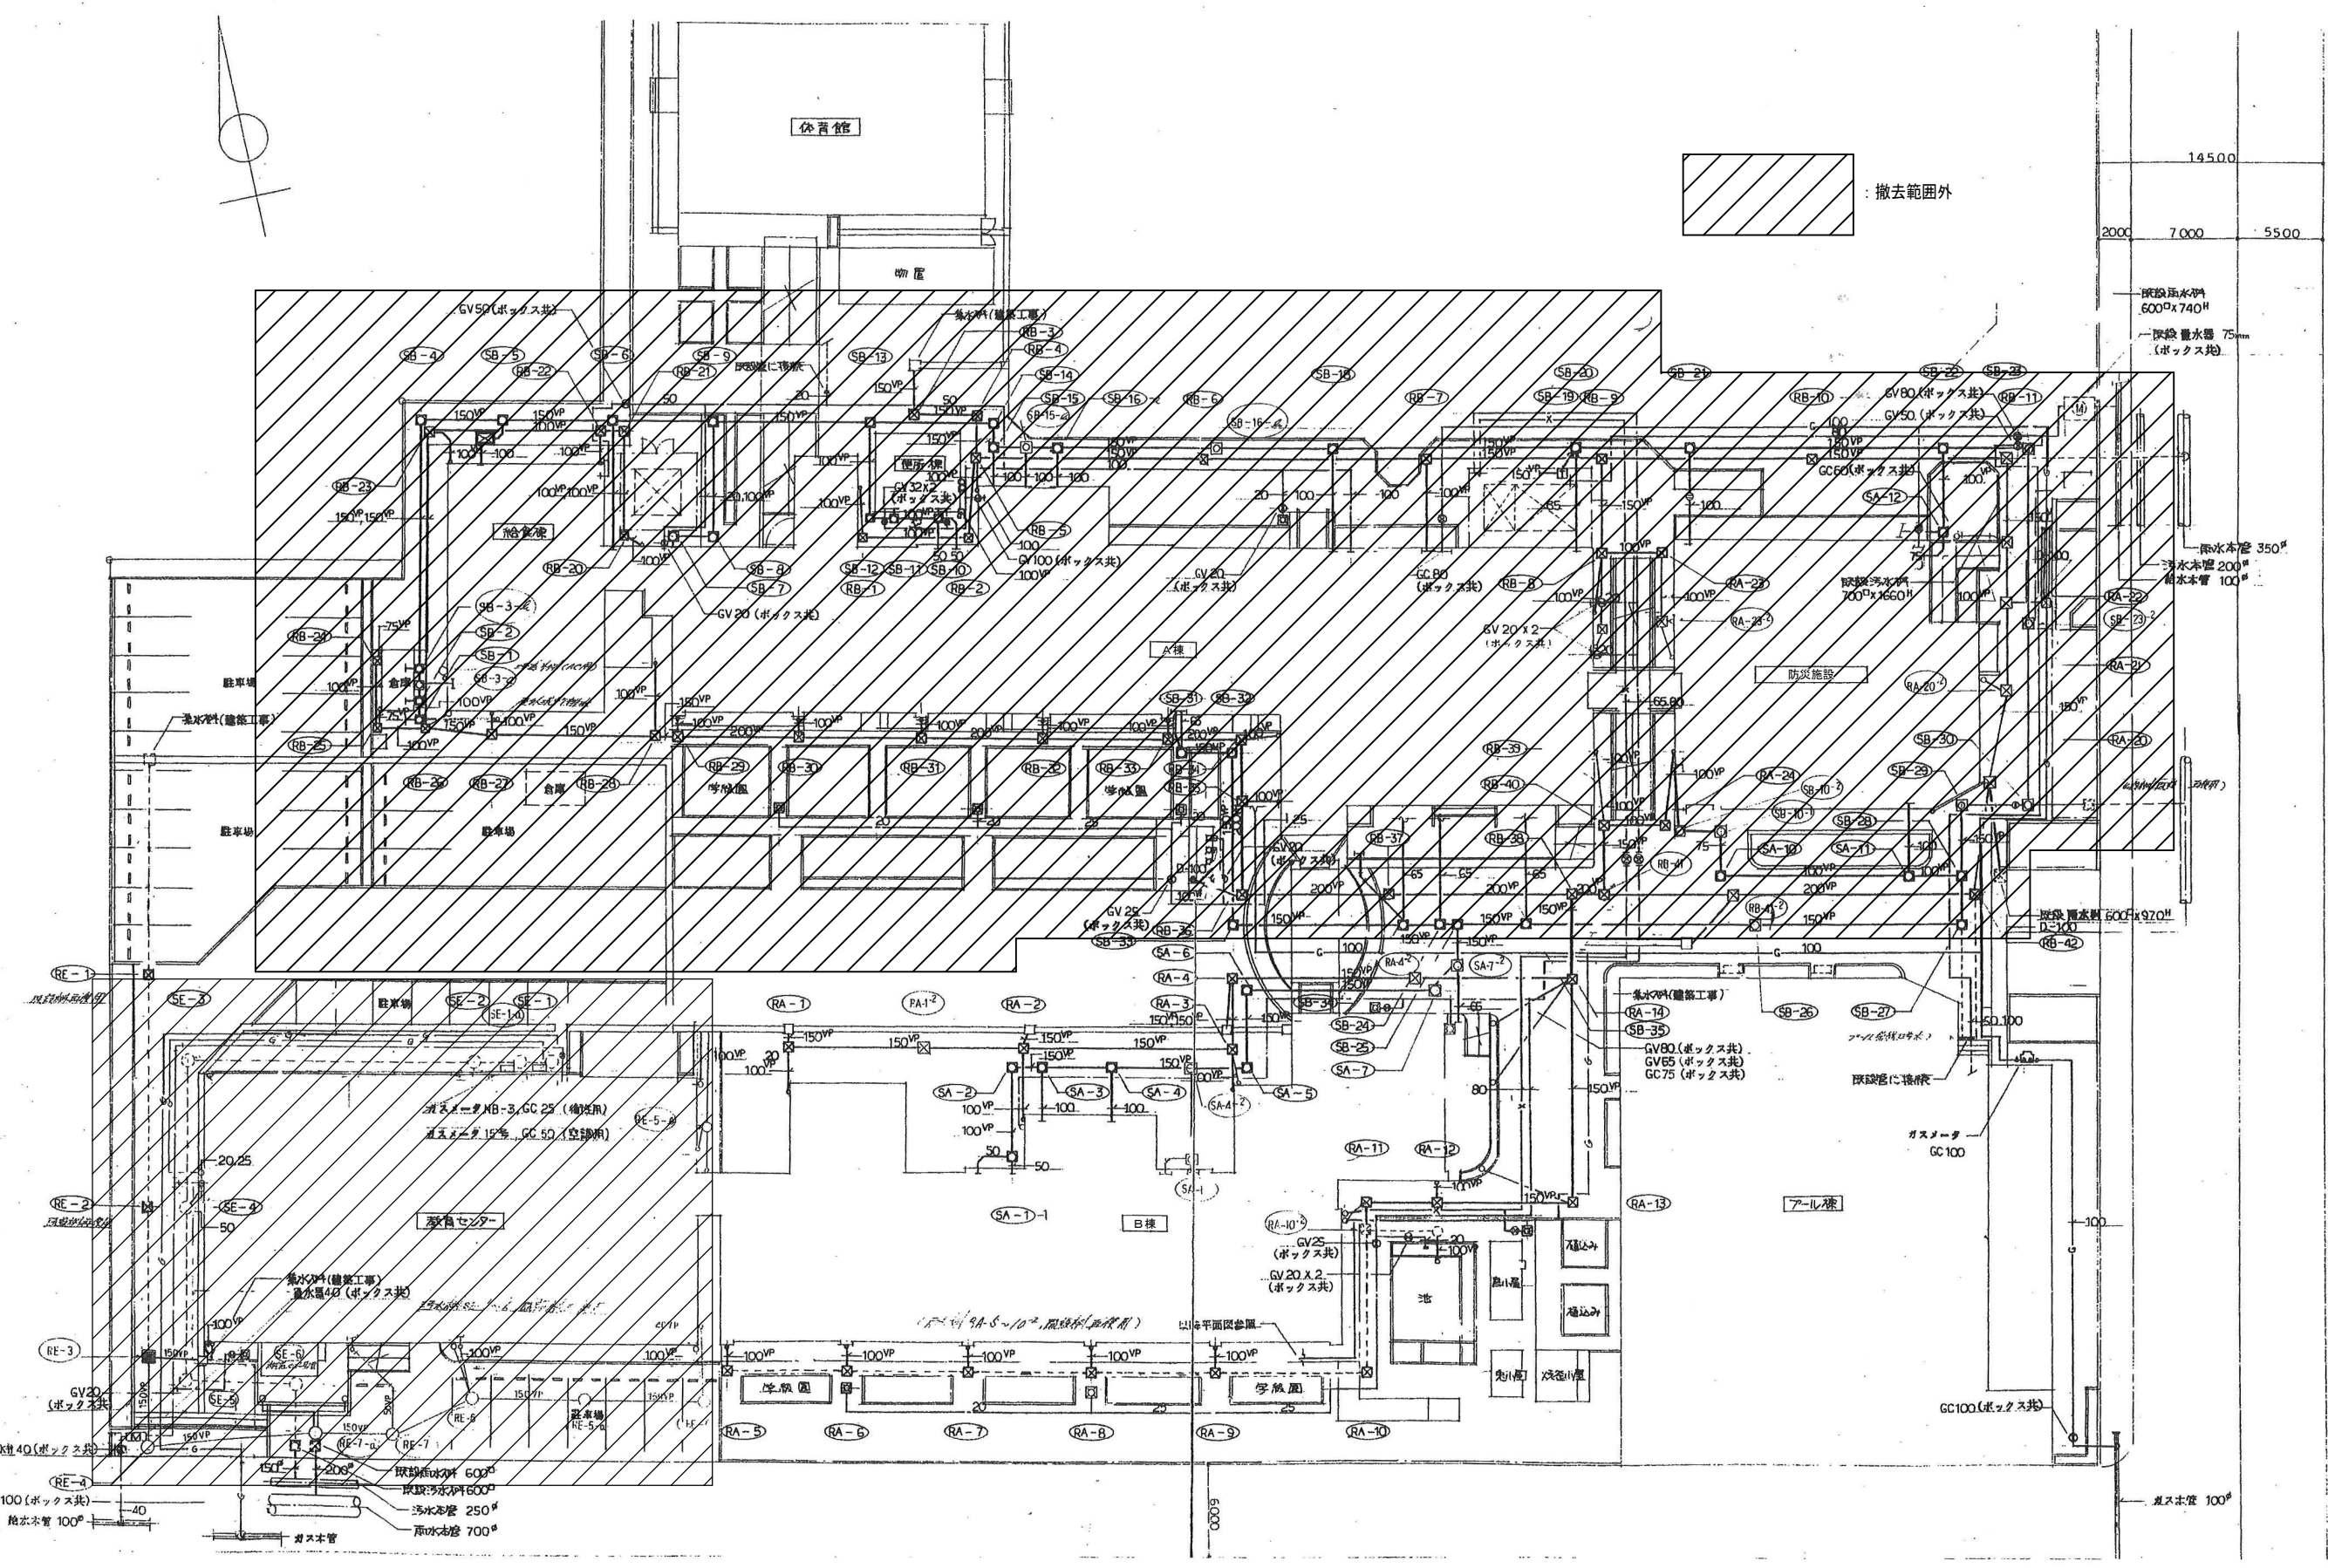


整理番号	注記	株式会社 平安設計 埼玉支店 1級建築士事務所登録 埼 第 6163 号 1級建築士登録 第 307139 号 石井 勝典	設計年月日	工事名称 旧坂戸市立北坂戸小学校校舎解体等工事 図面名称 給排水衛生設備 配置図	縮尺 A2= 1/300 A4= 1/600	校舎B KM-04

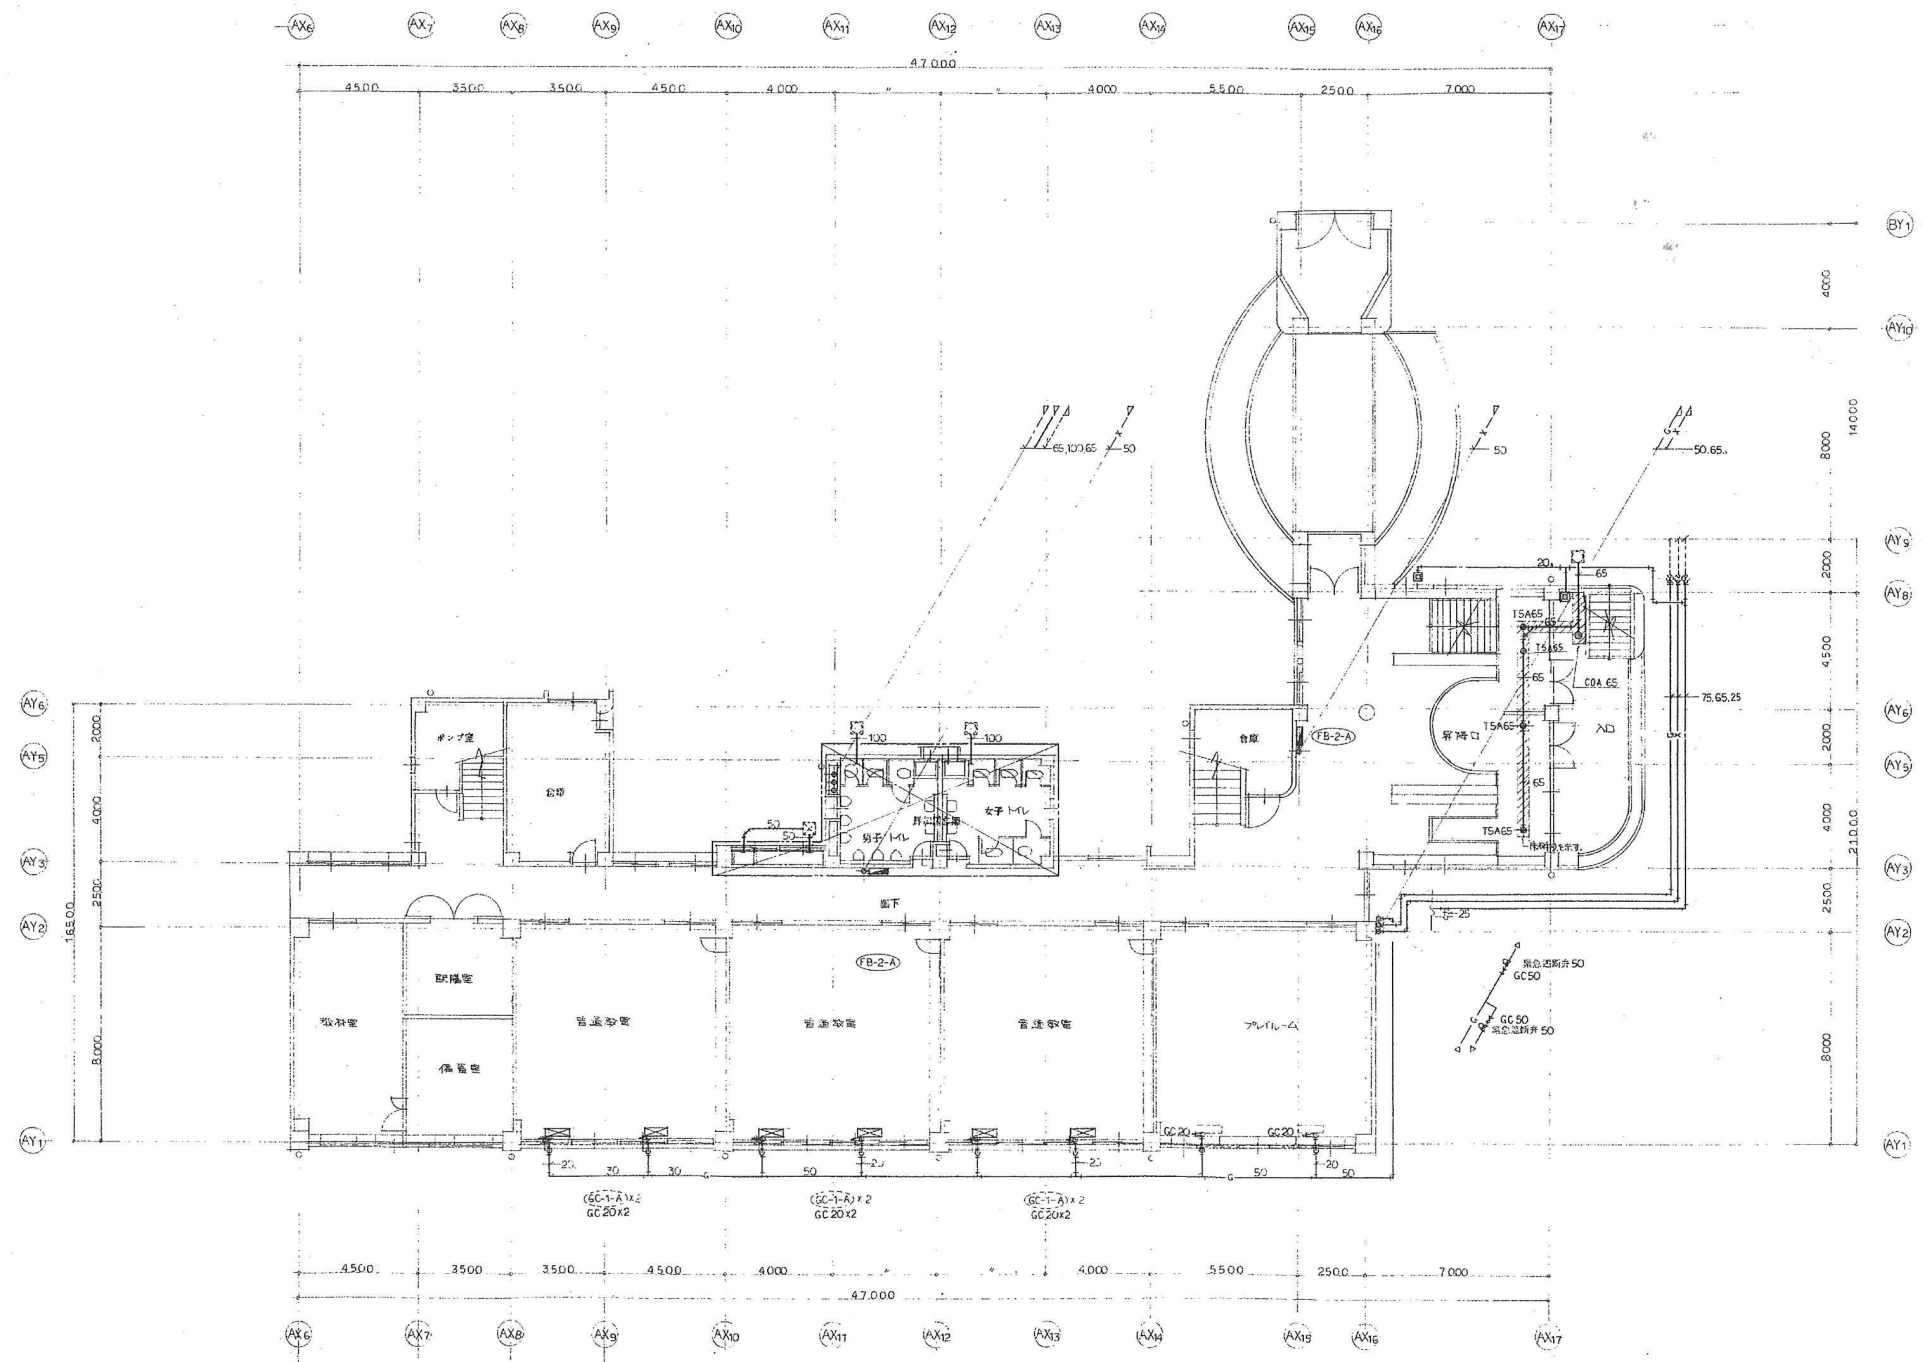


注記（共通）
排水管の耐火二層管にはアスベストが含まれているので関係法規に基づき適正に処分すること。


整理番号	注記	株式会社 平安設計 埼玉支店 1 級建築士事務所登録 埼 第 6163 号 1 級建築士登録 第 307139 号 石井 勝典	設計年月日			工事名称			校舎B KM-05
						旧坂戸市立北坂戸小学校校舎解体等工事			
						図面名称		縮尺	
			給排水衛生設備 1 階平面図		A2= 1/200 A4= 1/400				

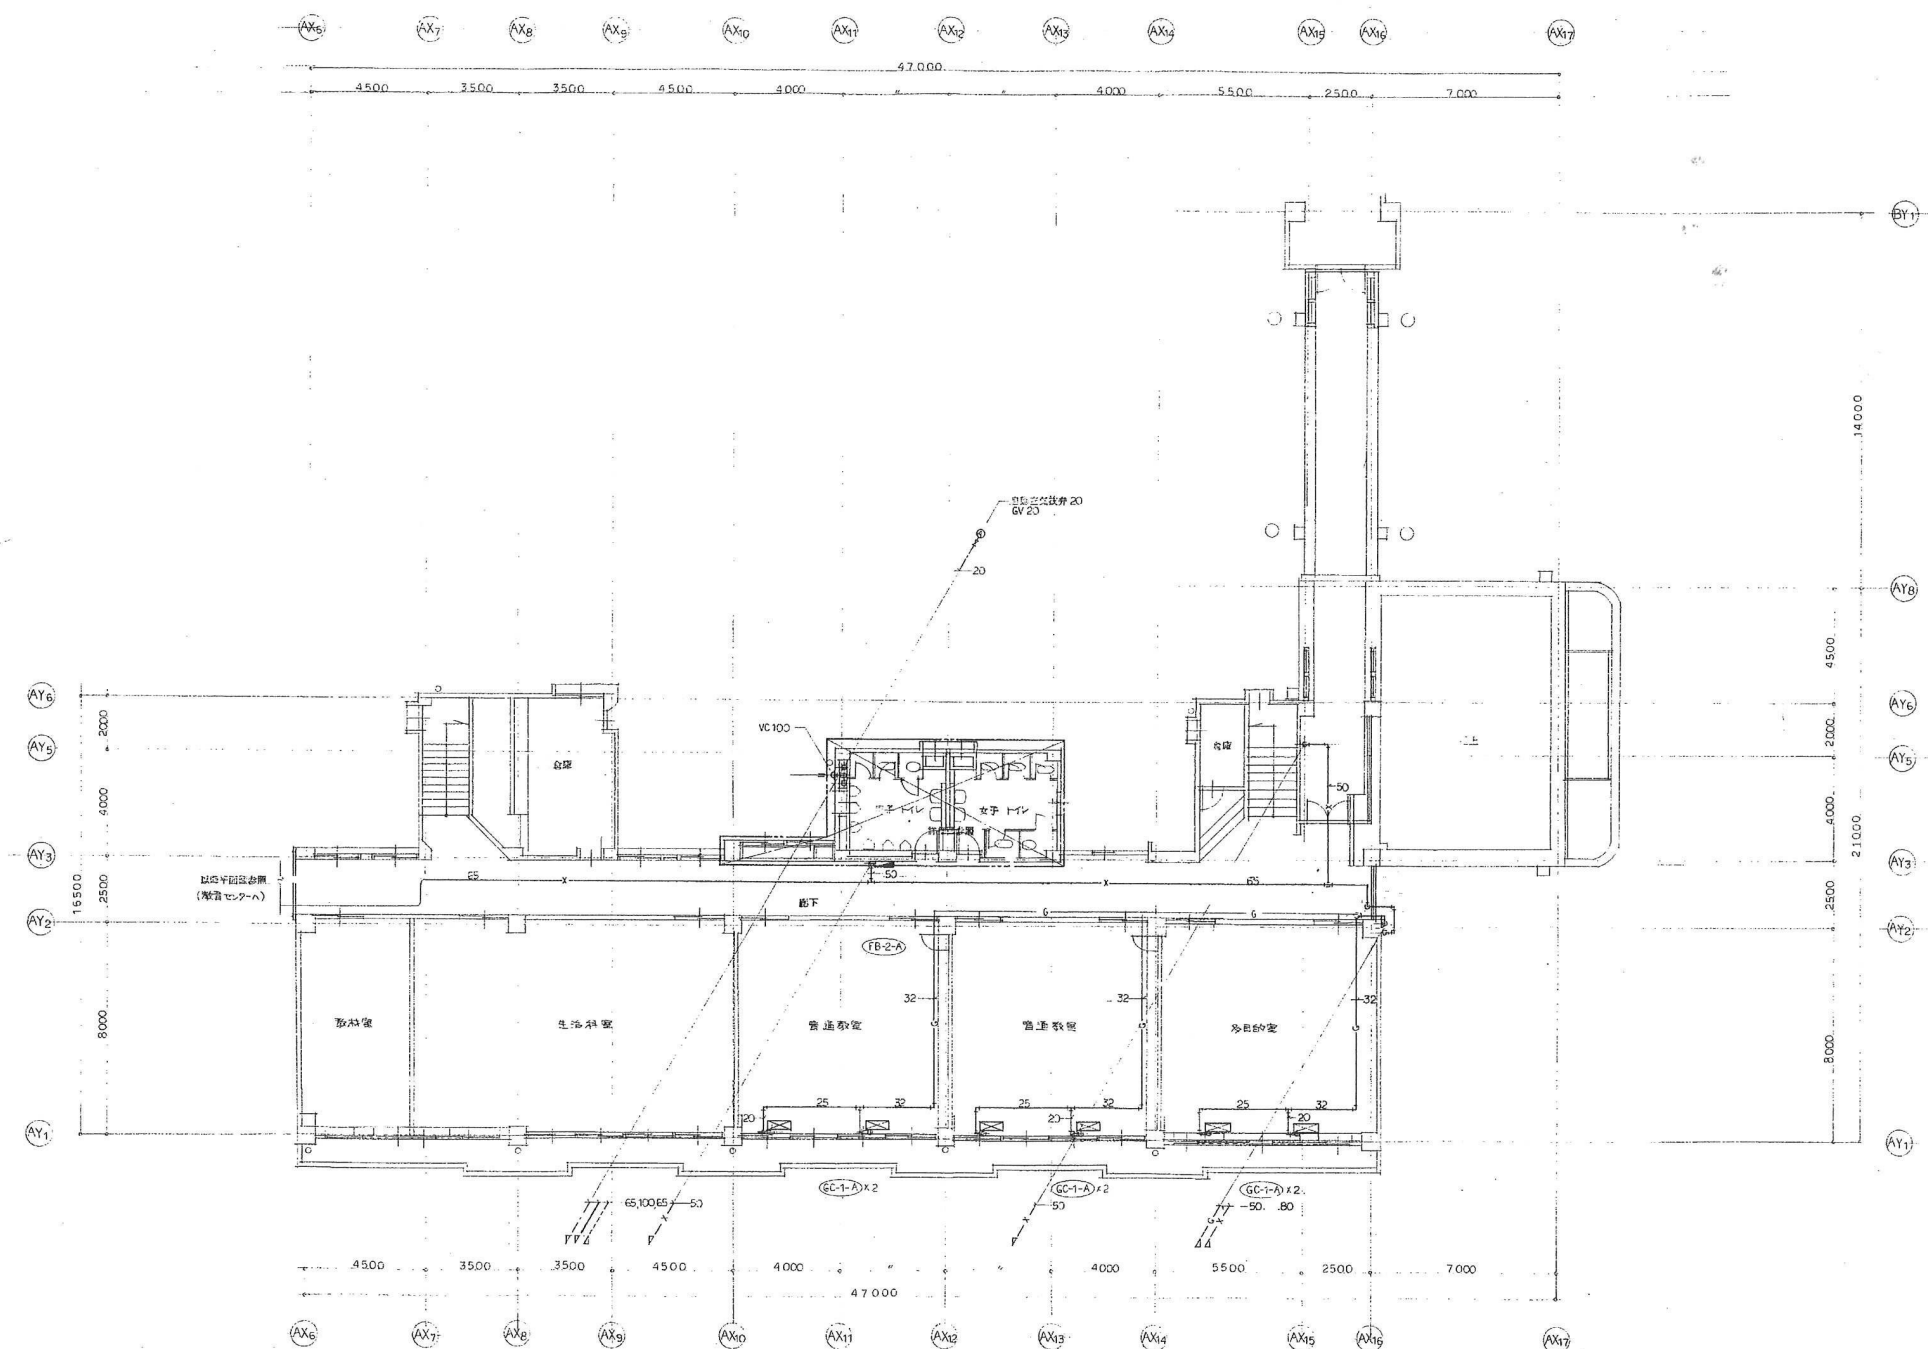

整理番号	注記	株式会社 平安設計 埼玉支店 1 級建築士事務所登録 埼 第 6163 号 1 級建築士登録 第 307139 号 石井 勝典	設計年月日			工事名称 旧坂戸市立北坂戸小学校校舎解体等工事			校舎B KM-06
							縮尺 A2= 1/200 A4= 1/400		

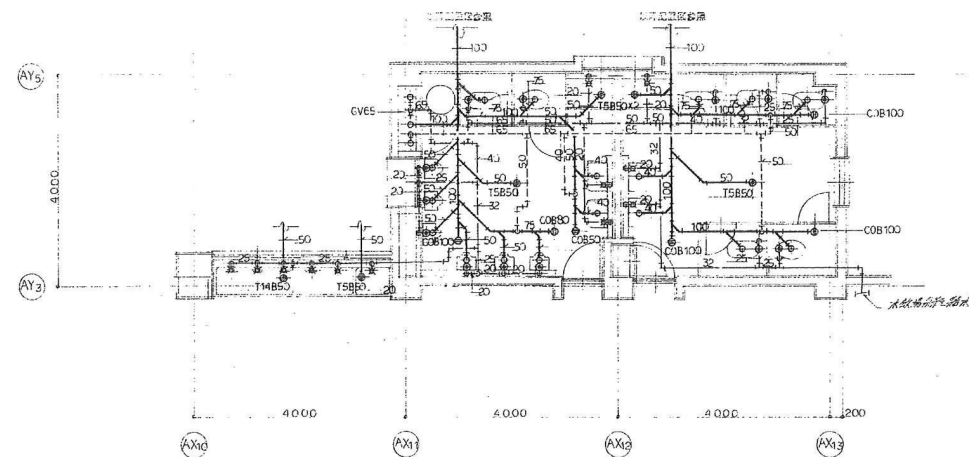


1階便所詳細図

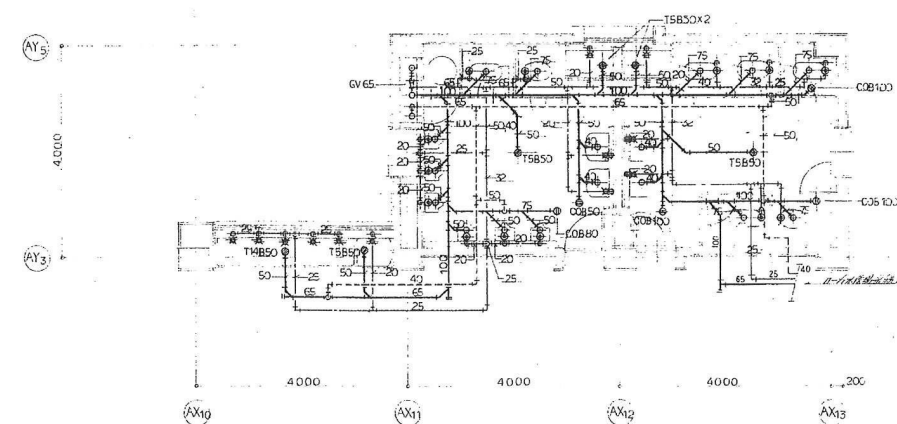


2階便所詳細図


整理番号	注記	株式会社 平安設計 埼玉支店 1 級建築士事務所登録 埼 第 6163 号 1 級建築士登録 第 307139 号 石井 勝典	設計年月日			工事名称			校舎B KM-07
						旧坂戸市立北坂戸小学校校舎解体等工事			
						図面名称		縮尺	
						給排水衛生設備 便所詳細図		A2= 1/100 A4= 1/200	

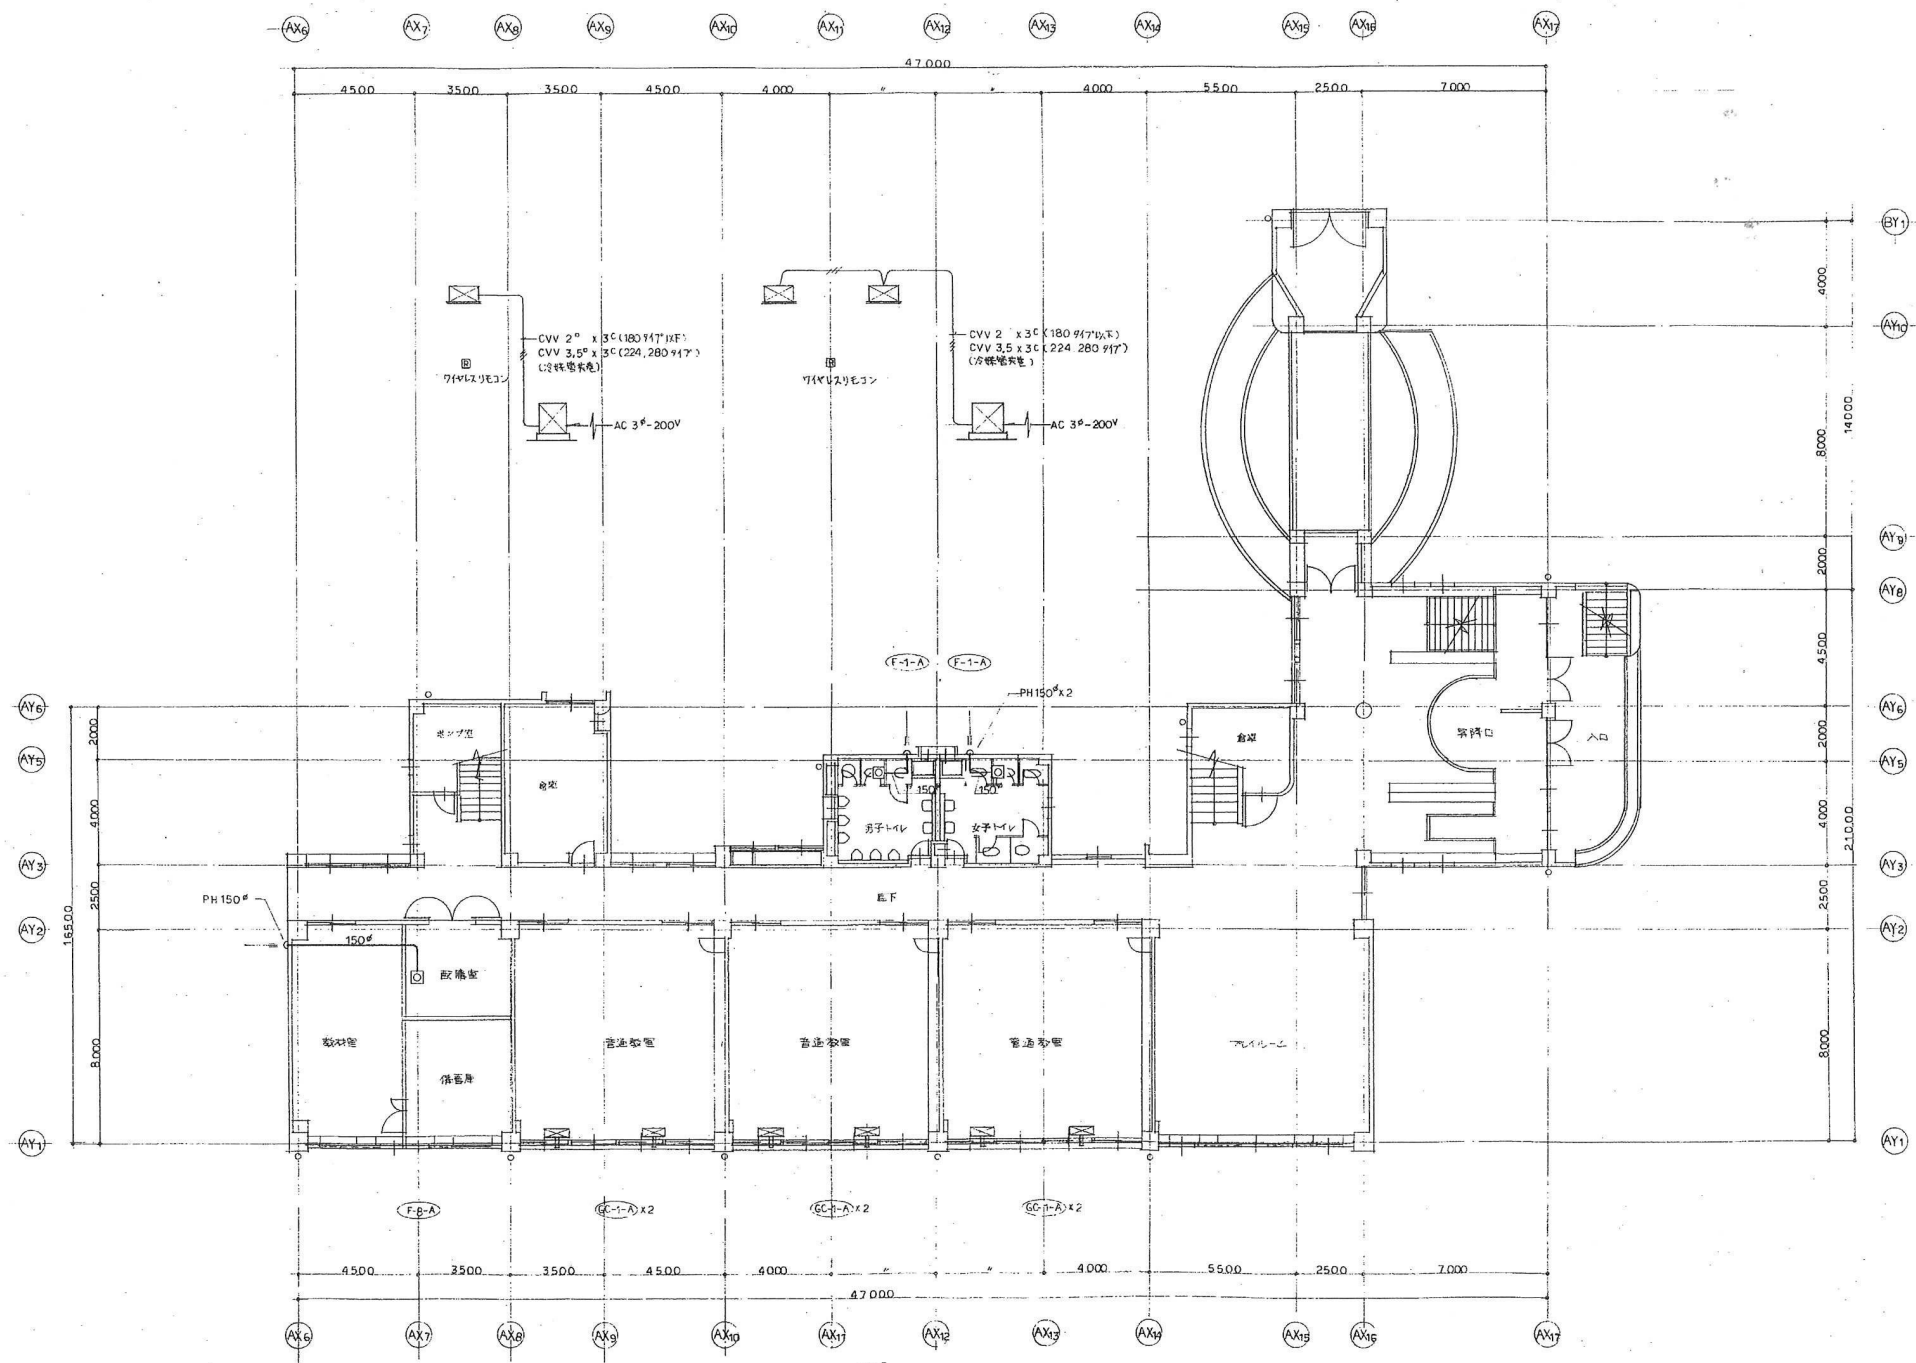

整理番号	注記	株式会社 平安設計 埼玉支店 1 級建築士事務所登録 埼 第 6163 号 1 級建築士登録 第 307139 号 石井 勝典	設計年月日			工事名称 旧坂戸市立北坂戸小学校校舎解体等工事			校舎B KM-09
						図面名称 空調換気設備 1 階平面図	縮尺 A2= 1/200 A4= 1/400		

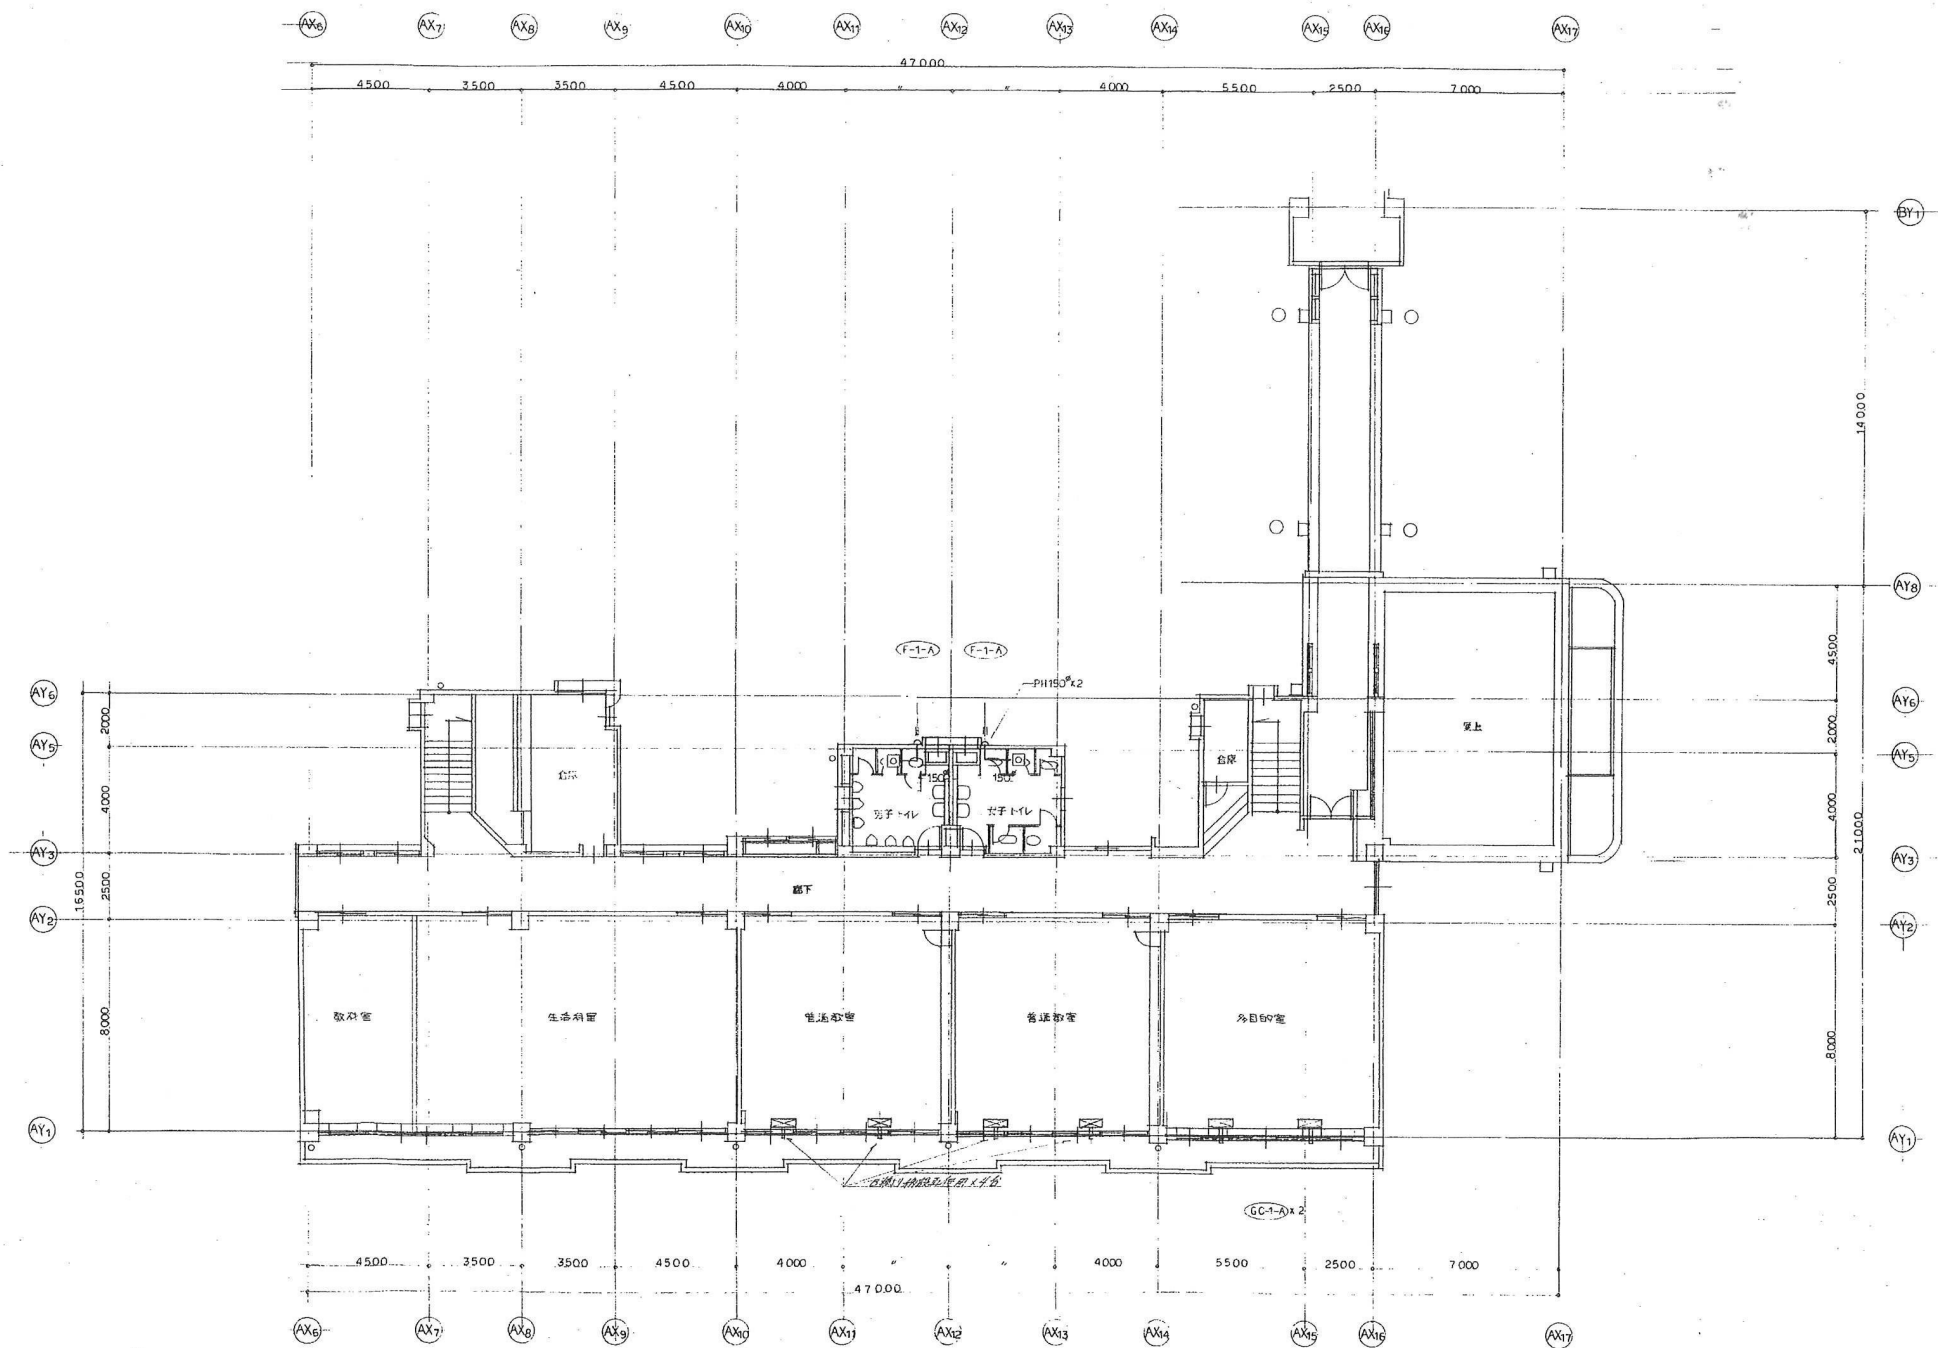

整理番号	注記	株式会社 平安設計 埼玉支店 1 級建築士事務所登録 埼 第 6163 号 1 級建築士登録 第 307139 号 石井 勝典	設計年月日			工事名称			校舎B KM-10
						旧坂戸市立北坂戸小学校校舎解体等工事			
					図面名称		縮尺		
					空調換気設備 2 階平面図		A2= 1/200 A4= 1/400		

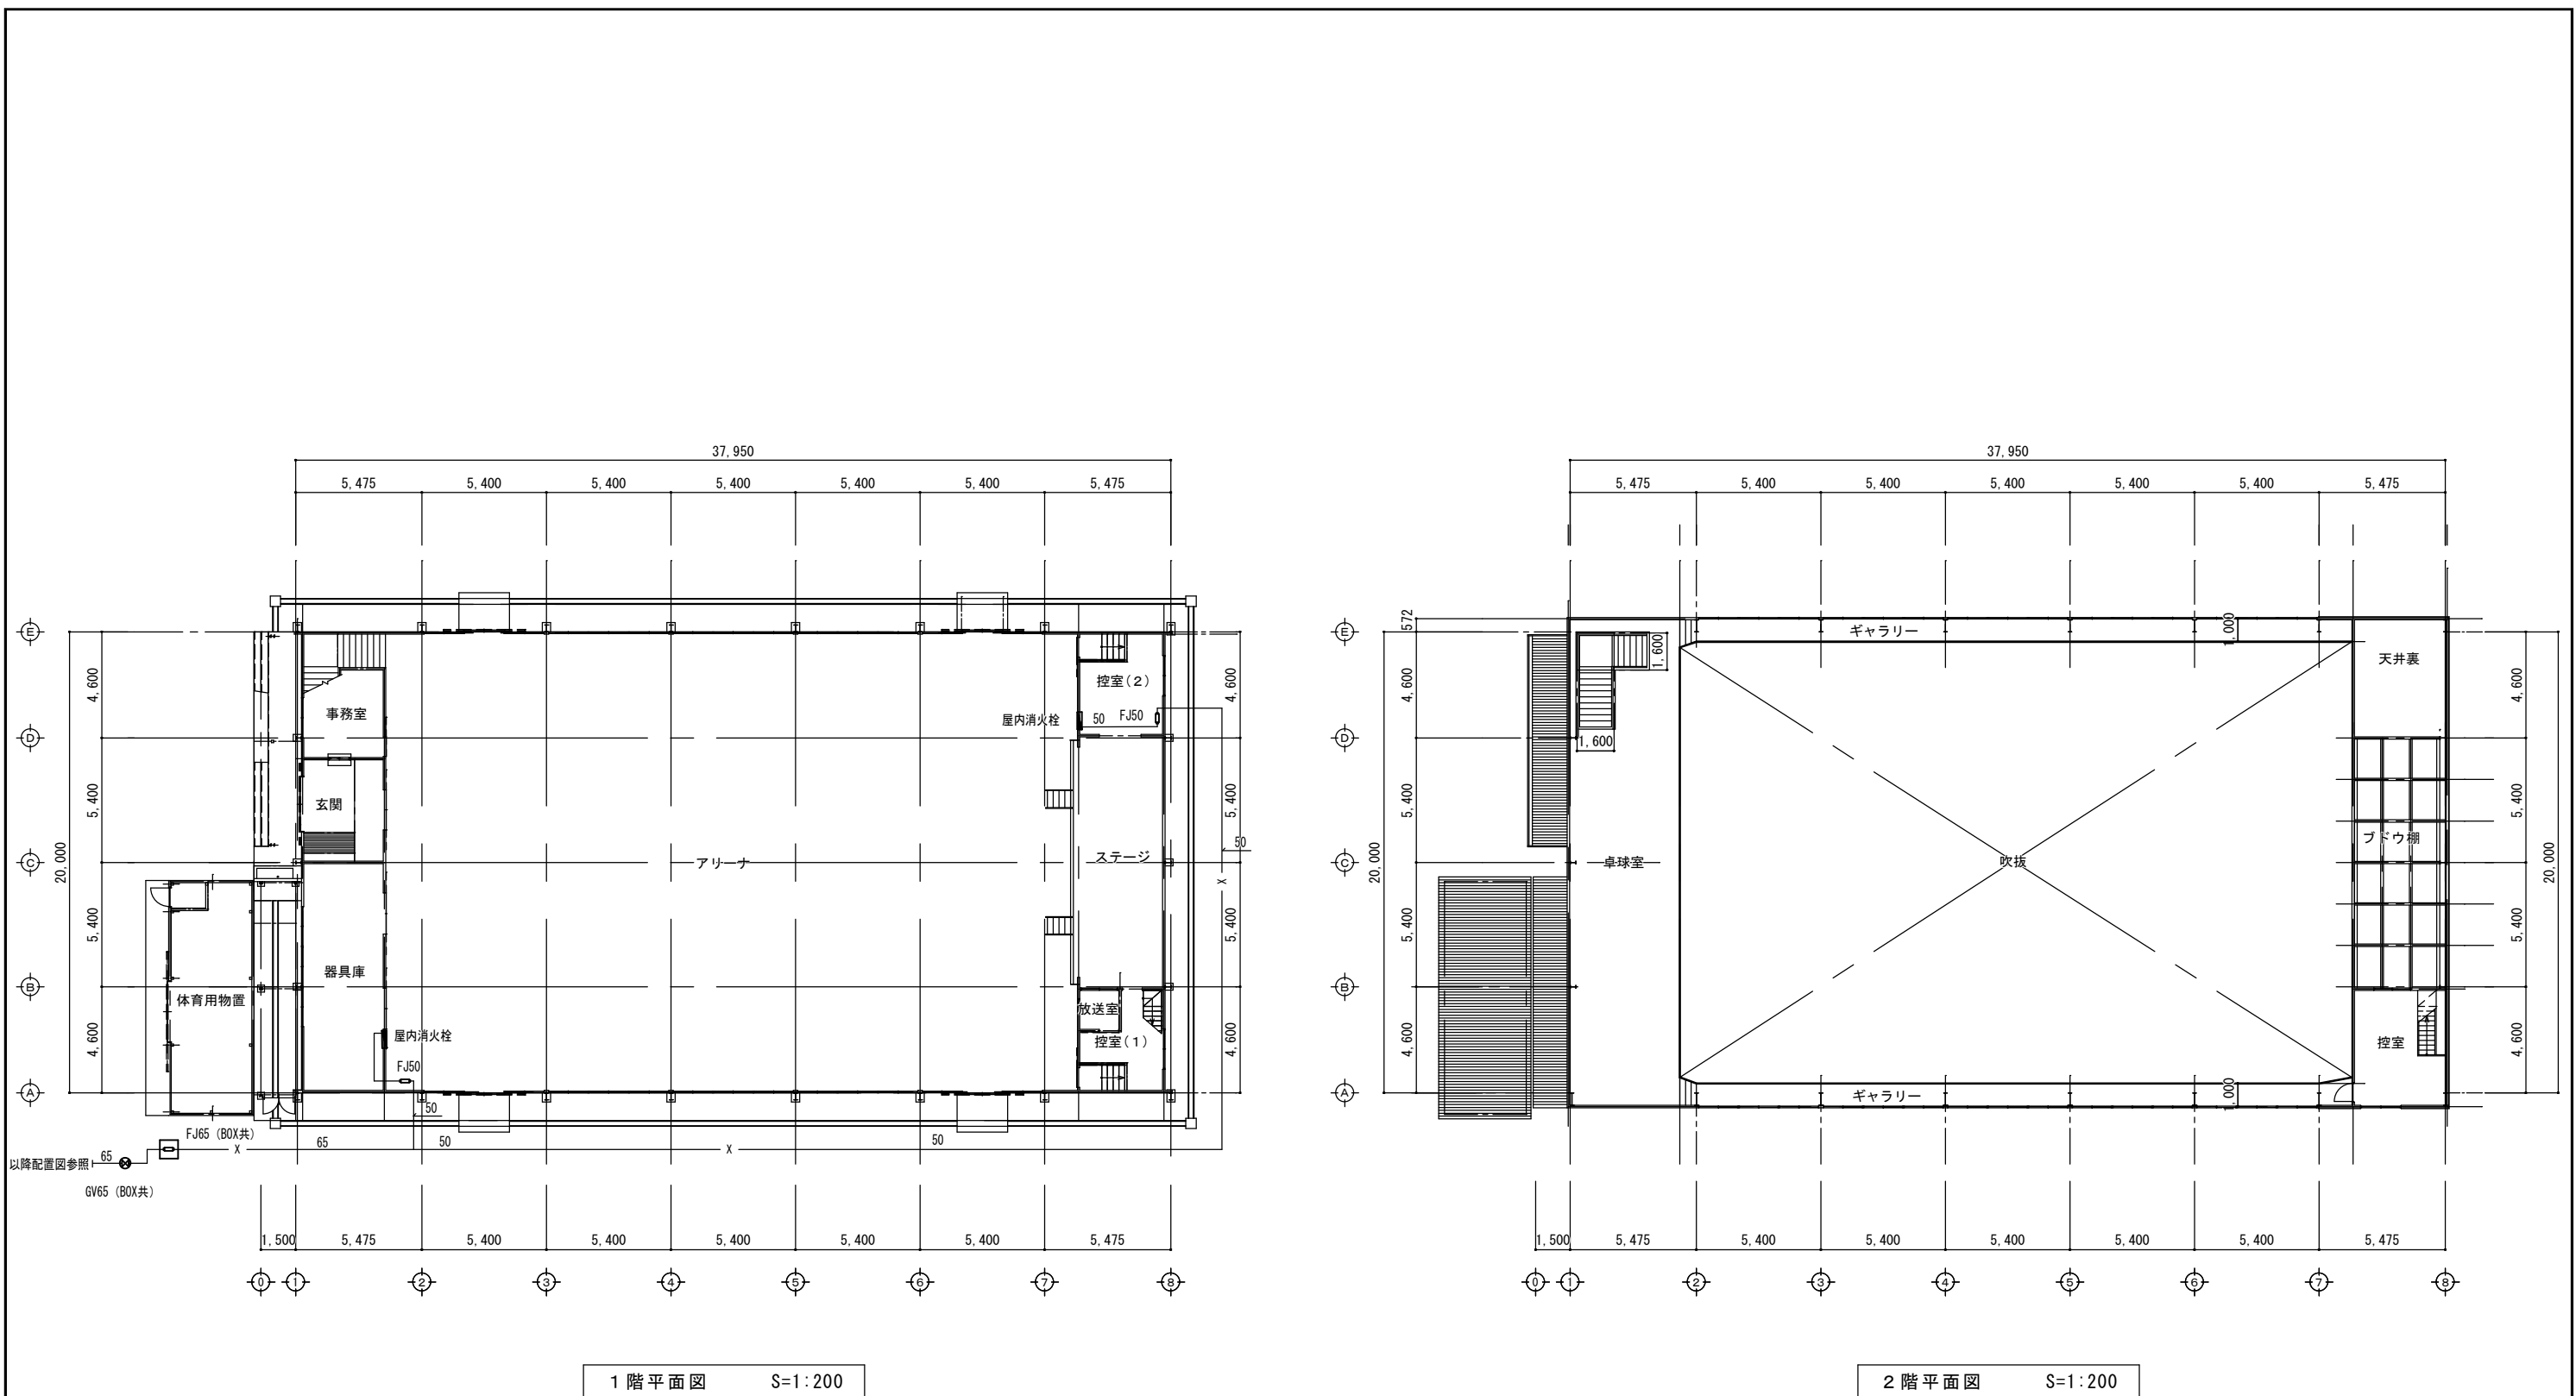


整理番号	注記	株式会社 平安設計 埼玉支店 1 級建築士事務所登録 埼 第 6163 号 1 級建築士登録 第 307139 号 石井 勝典	設計年月日			工事名称 旧坂戸市立北坂戸小学校校舎解体等工事			屋内運動場 KM-01
						図面名称 給排水衛生設備 平面図		縮尺 A2= 1/200 A4= 1/400	

器具名	仕様	参考型番
和風大便器	フラッシュパ'ル'式	C750VF,TV750CR,紙巻器 その他標準付属品1式
耐火カバー		HGS750S
洋風大便器	フラッシュパ'ル'式	C14,TV750DHR,便座 TC262N,紙巻器 その他標準付属品1式
洋風大便器	フラッシュパ'ル'式	C14,TV750LR,ウチシュレット TCF550MS3 他1式
手洗器	カンター式	L594,自動単水栓 TEL32ARX,TL594BP その他標準付属品1式 (カンター建築工事)
洗面器	壁掛型	L221CF,TL105AGQ,水石けん入れ TS126R 他
小便器	スー'ル型(小形)	U53,T60PQX (押し'ル'付),トラフ'なし その他標準付属品1式
小便器	壁掛スー'ル型(大形)	U370,T60SX その他標準付属品1式
洗面器	壁掛型	L230S,T205,水石けん入れ TS125D その他標準付属品1式
洗面器	壁掛型	L237,TLP11A,水石けん入れ TS127 他1式
洗面器	アンダーカンター式	LU553,TL655AX 他1式(カンター建築工事)
化粧鏡	363×455	TS119ASR3
湯水混合栓	2パ'ル'泡沫式	T133BS13 (壁取付)
横水栓	胴長泡沫式	T123B13
横水栓		T30AR13
自在水栓	横型	T131S13
自在水栓		T30AR13
万能'ル'水栓	吐水口回転型	T200S13
散水栓	カップ'リング'式	T27 - 13 (ステンレス製ボ'ックス共)
散水栓	カップ'リング'式	T26 - 13
ユニットシャワー	(建築工事)	混合水栓(シャワー付)共
埋込手洗器		L590,TL590PX (ハンド'ル'式単水栓) その他標準付属品1式
掃除流し	パ'ック付	SK22A,その他標準付属品1式
洗濯機パ'ン	FRP製	900×800
ミニキッチン	(建築工事)	電気式,水栓共


凡 例

凡 例

給食室
KM-01

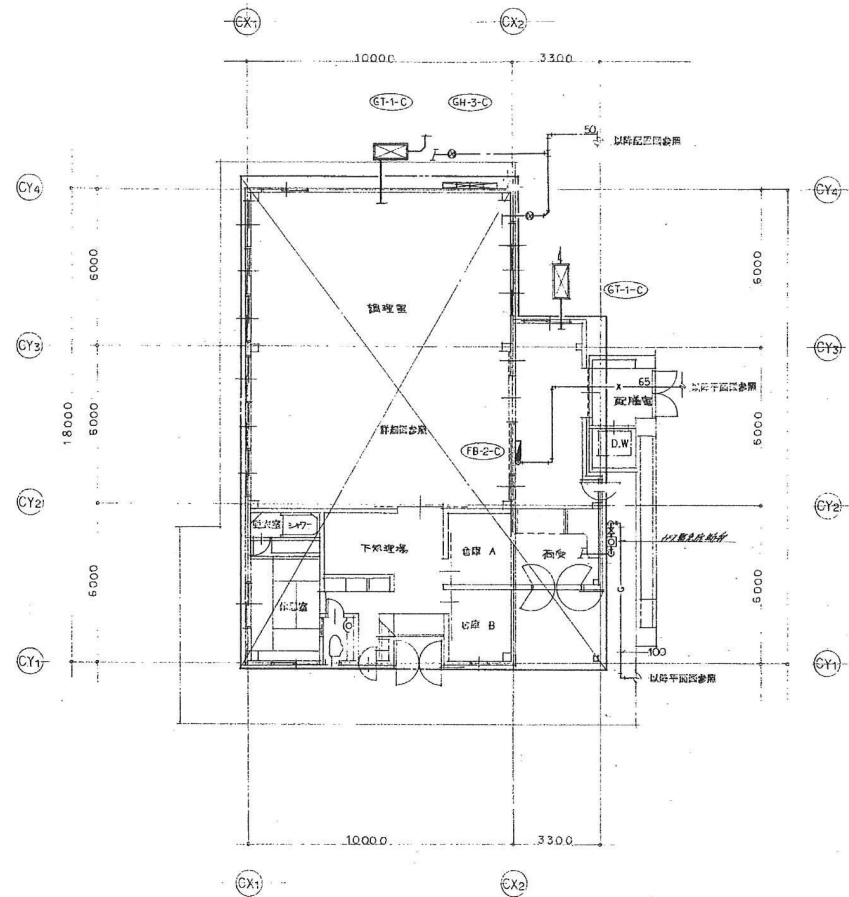

1 階平面図

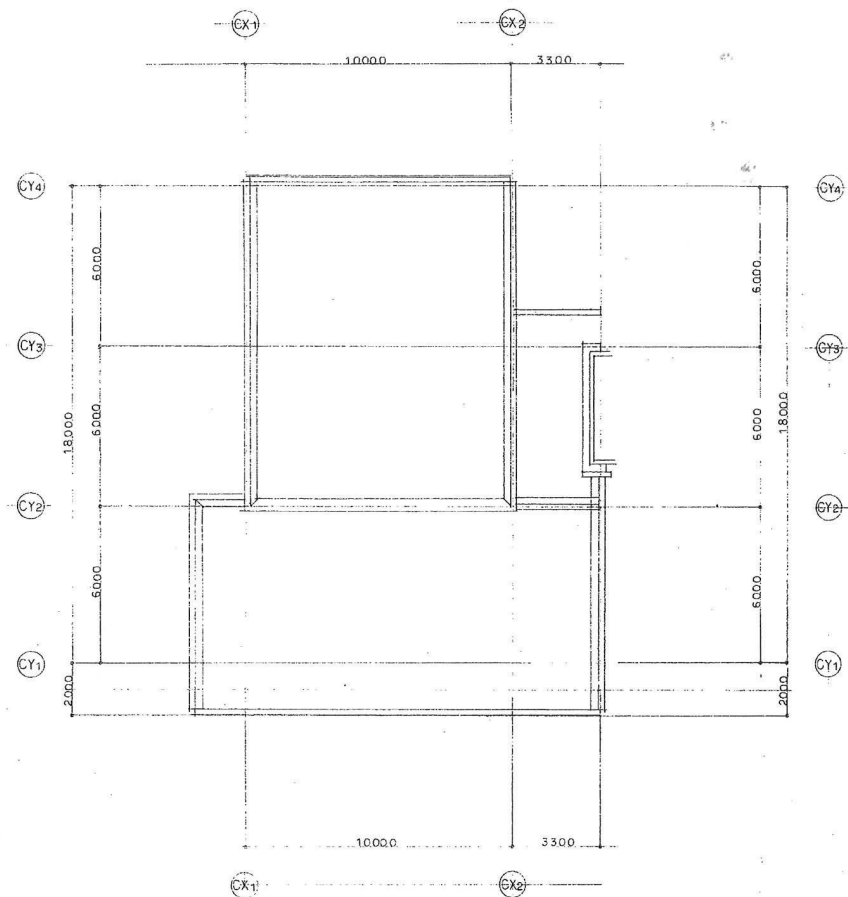

2 階平面図

機 器 表

記号	機器名称	仕 様	動 力			台数	設置場所	備 考
			相	電圧	出力			
FB-2-c	屋内消火栓箱	銅板製露出型（火報併設型）	(φ)	(V)	(kW)		給食室	
		消火栓弁 40A ホース掛及びホース15m×2本						
		ノズル 40A×13φ						
GH-3-c	温水機	屋外壁掛型 150号～3.5号（5台設置）					屋 外	
		ガス消費量 285000Kcal/H～65000Kcal/H						
		消費電力 ヒーター作動時						
		メインコントローラ、配管キット、その他標準付属品一式						
GT-1-c	グリーストラップ	ステンレス製土間埋設型 3槽式					屋外	
		本体容量 140L						
		受け配管						

注記（共通）

排水管の耐火二層管にはアスベストが含まれているので関係法規に基づき適正に処分すること。


整理番号	注記

株式会社 平安設計 埼玉支店

1 級建築士事務所登録 埼 第 6163 号
1 級建築士登録 第 307139 号 石井 勝典

設計年月日			工事名称	
			旧坂戸市立北坂戸小学校校舎解体等工事	
			図面名称	縮尺
			給排水衛生設備 機器表 1・2階平面図	A2= 1/200 A4= 1/400

 給食室
KM-02




整理番号	注記	株式会社 平安設計 埼玉支店 1 級建築士事務所登録 埼 第 6163 号 1 級建築士登録 第 307139 号 石井 勝典	設計年月日			工事名称			給食室 KM-03
						旧坂戸市立北坂戸小学校校舎解体等工事			
			縮尺			A2= 1/100 A4= 1/200			
			図面名称			給排水衛生設備 詳細図			

機器 設備 表

記 号	機器名称	仕 様	動 力			台 数	設置場所		備 考
			相 電圧	出力	回転 数		階 数	室 名	
F-1-B	天井埋込型換気扇	低騒音型 150φ×100CMH×10mmAq ステンレス製4'7"〜1'共	1	100	74	直入	4	男子トイレ (A棟)	
F-2-B	天井埋込型換気扇	低騒音型 150φ×330CMH 10mmAq ステンレス製4'7"〜1'共	1	100	74	直入	1	保健室 (A棟)	
F-3-B	天井埋込型換気扇	低騒音型 100φ×80CMH×6mmAq ステンレス製4'7"〜1'共	1	100	8.4	直入	2	女子トイレ (A棟)	
F-4-B	天井埋込型換気扇	低騒音型 150φ×210CMH×6mmAq ステンレス製4'7"〜1'共	1	100	25	直入	2	職員室 (A棟)	
F-5-B	壁付換気扇	格子付 (風圧式付外付) 200φ×250CMH ステンレス製4'15"〜3'共	1	100	13	直入	1	校長室 (A棟)	
F-6-B	壁付換気扇	格子付 (風圧式付外付) 250φ×500CMH ステンレス製4'15"〜3'共	1	100	22	直入	2	職員室 (A棟)	
F-7-B	天井埋込型換気扇	低騒音型 150φ×380CMH×10mmAq ステンレス製4'7"〜1'共	1	100	74	直入	1	印刷室 (A棟)	
F-8-B	天井埋込型換気扇	低騒音型 100φ×120CMH×6mmAq ステンレス製4'7"〜1'共	1	100	22	直入	2	放送室 (A棟)	
F-9-B	天井埋込型換気扇	低騒音型 150φ×500CMH×16mmAq ステンレス製4'7"〜1'共	1	100	125	直入	1	事務室 (A棟)	
F-10-C	天井埋込型換気扇	2部兼用低騒音型 100φ×80CMH×6mmAq 耐吸込口、ステンレス製4'7"〜1'共	1	100	15	直入	1	トイレ (給食棟)	
F-11-C	天井埋込型換気扇	低騒音型 100φ×80CMH×6mmAq ステンレス製4'7"〜1'共	1	100	8.4	直入	1	校所 (給食棟)	
F-12-C	天井埋込型換気扇	低騒音型 100φ×60CMH×6mmAq ステンレス製4'7"〜1'共	1	100	13	直入	1	休憩室 (給食棟)	
F-13-C	天井埋込型換気扇	低騒音型 150φ×250CMH×12mmAq ステンレス製4'7"〜1'共	1	100	42	直入	2	廊下 (給食棟)	
F-14-C	天井埋込型換気扇	低騒音型 150φ×150CMH×8mmAq ステンレス製4'7"〜1'共	1	100	25	直入	2	食品庫 (給食棟)	
EF-1-C	厨房系統排気ファン	片吸込3000mm (屋外床置型) No 3 1/2 × 12000 CMH × 30 mmAq 吊防振設置共	3	200	3.7KW	直入	1	厨房 (給食棟)	
EF-2-C	厨房系統排気ファン	片吸込3000mm (屋外床置型) No 3 × 7800 CMH × 30 mmAq 吊防振設置付	3	200	2.2KW	直入	1	厨房 (給食棟)	

機器 設備 表

記 号	機器名称	仕 様	動 力			台 数	設置場所		備 考
			相 電圧	出力	回転 数		階 数	室 名	
PAC-7-B	冷凍機	空冷ヒートポンプ式、方向別分型 冷房能力 6.3Kw 暖房能力 3.1Kw 室外機 圧縮機 室内機 送風機 室外機 送風機 吊钩電 (0.82φ×15.88φ) 1'1"〜1'7"共 24112122共 消費電力 2.5Kw	3	200	2.0	直入	2	3階トイレ (給食棟)	3階トイレ (給食棟) 200 (給食工事)
PAC-8-C	冷凍機	空冷ヒートポンプ式、分型 冷房能力 3.2Kw (1.6 ~ 3.7Kw) 暖房能力 4.5Kw (1.6 ~ 5.8Kw) 室外機 圧縮機 室内機 送風機 室内機 送風機 冷媒管 (6.35φ×12.7φ) 24112122共 消費電力 1800w	1	100	800w	直入	1	休憩室 (給食棟)	室外機用樹脂製架台 室外機 34Kg 室内機 6Kg
GC-1-B	FF型空気清浄機	吊钩付 (吊钩 6A用) 暖房能力 8000Kcal/h 吊钩重量 2500Kg 消費電力 強化ガラス、電子式、1'〜1'共 その他標準付属品一式	1	100	80w	直入	14	普通教室	

 

: 撤去範囲外


整理番号	注記

株式会社 平安設計 埼玉支店


1級建築士事務所登録 埼 第 6163 号
1級建築士登録 第 307139 号 石井 勝典


設計年月日	工事名称
	旧坂戸市立北坂戸小学校校舎解体等工事
図面名称	編尺
空調換気設備 機器表	A2= NON A4= NON

 
給食室
KM-04



2階平面図 $S=1/100$

 

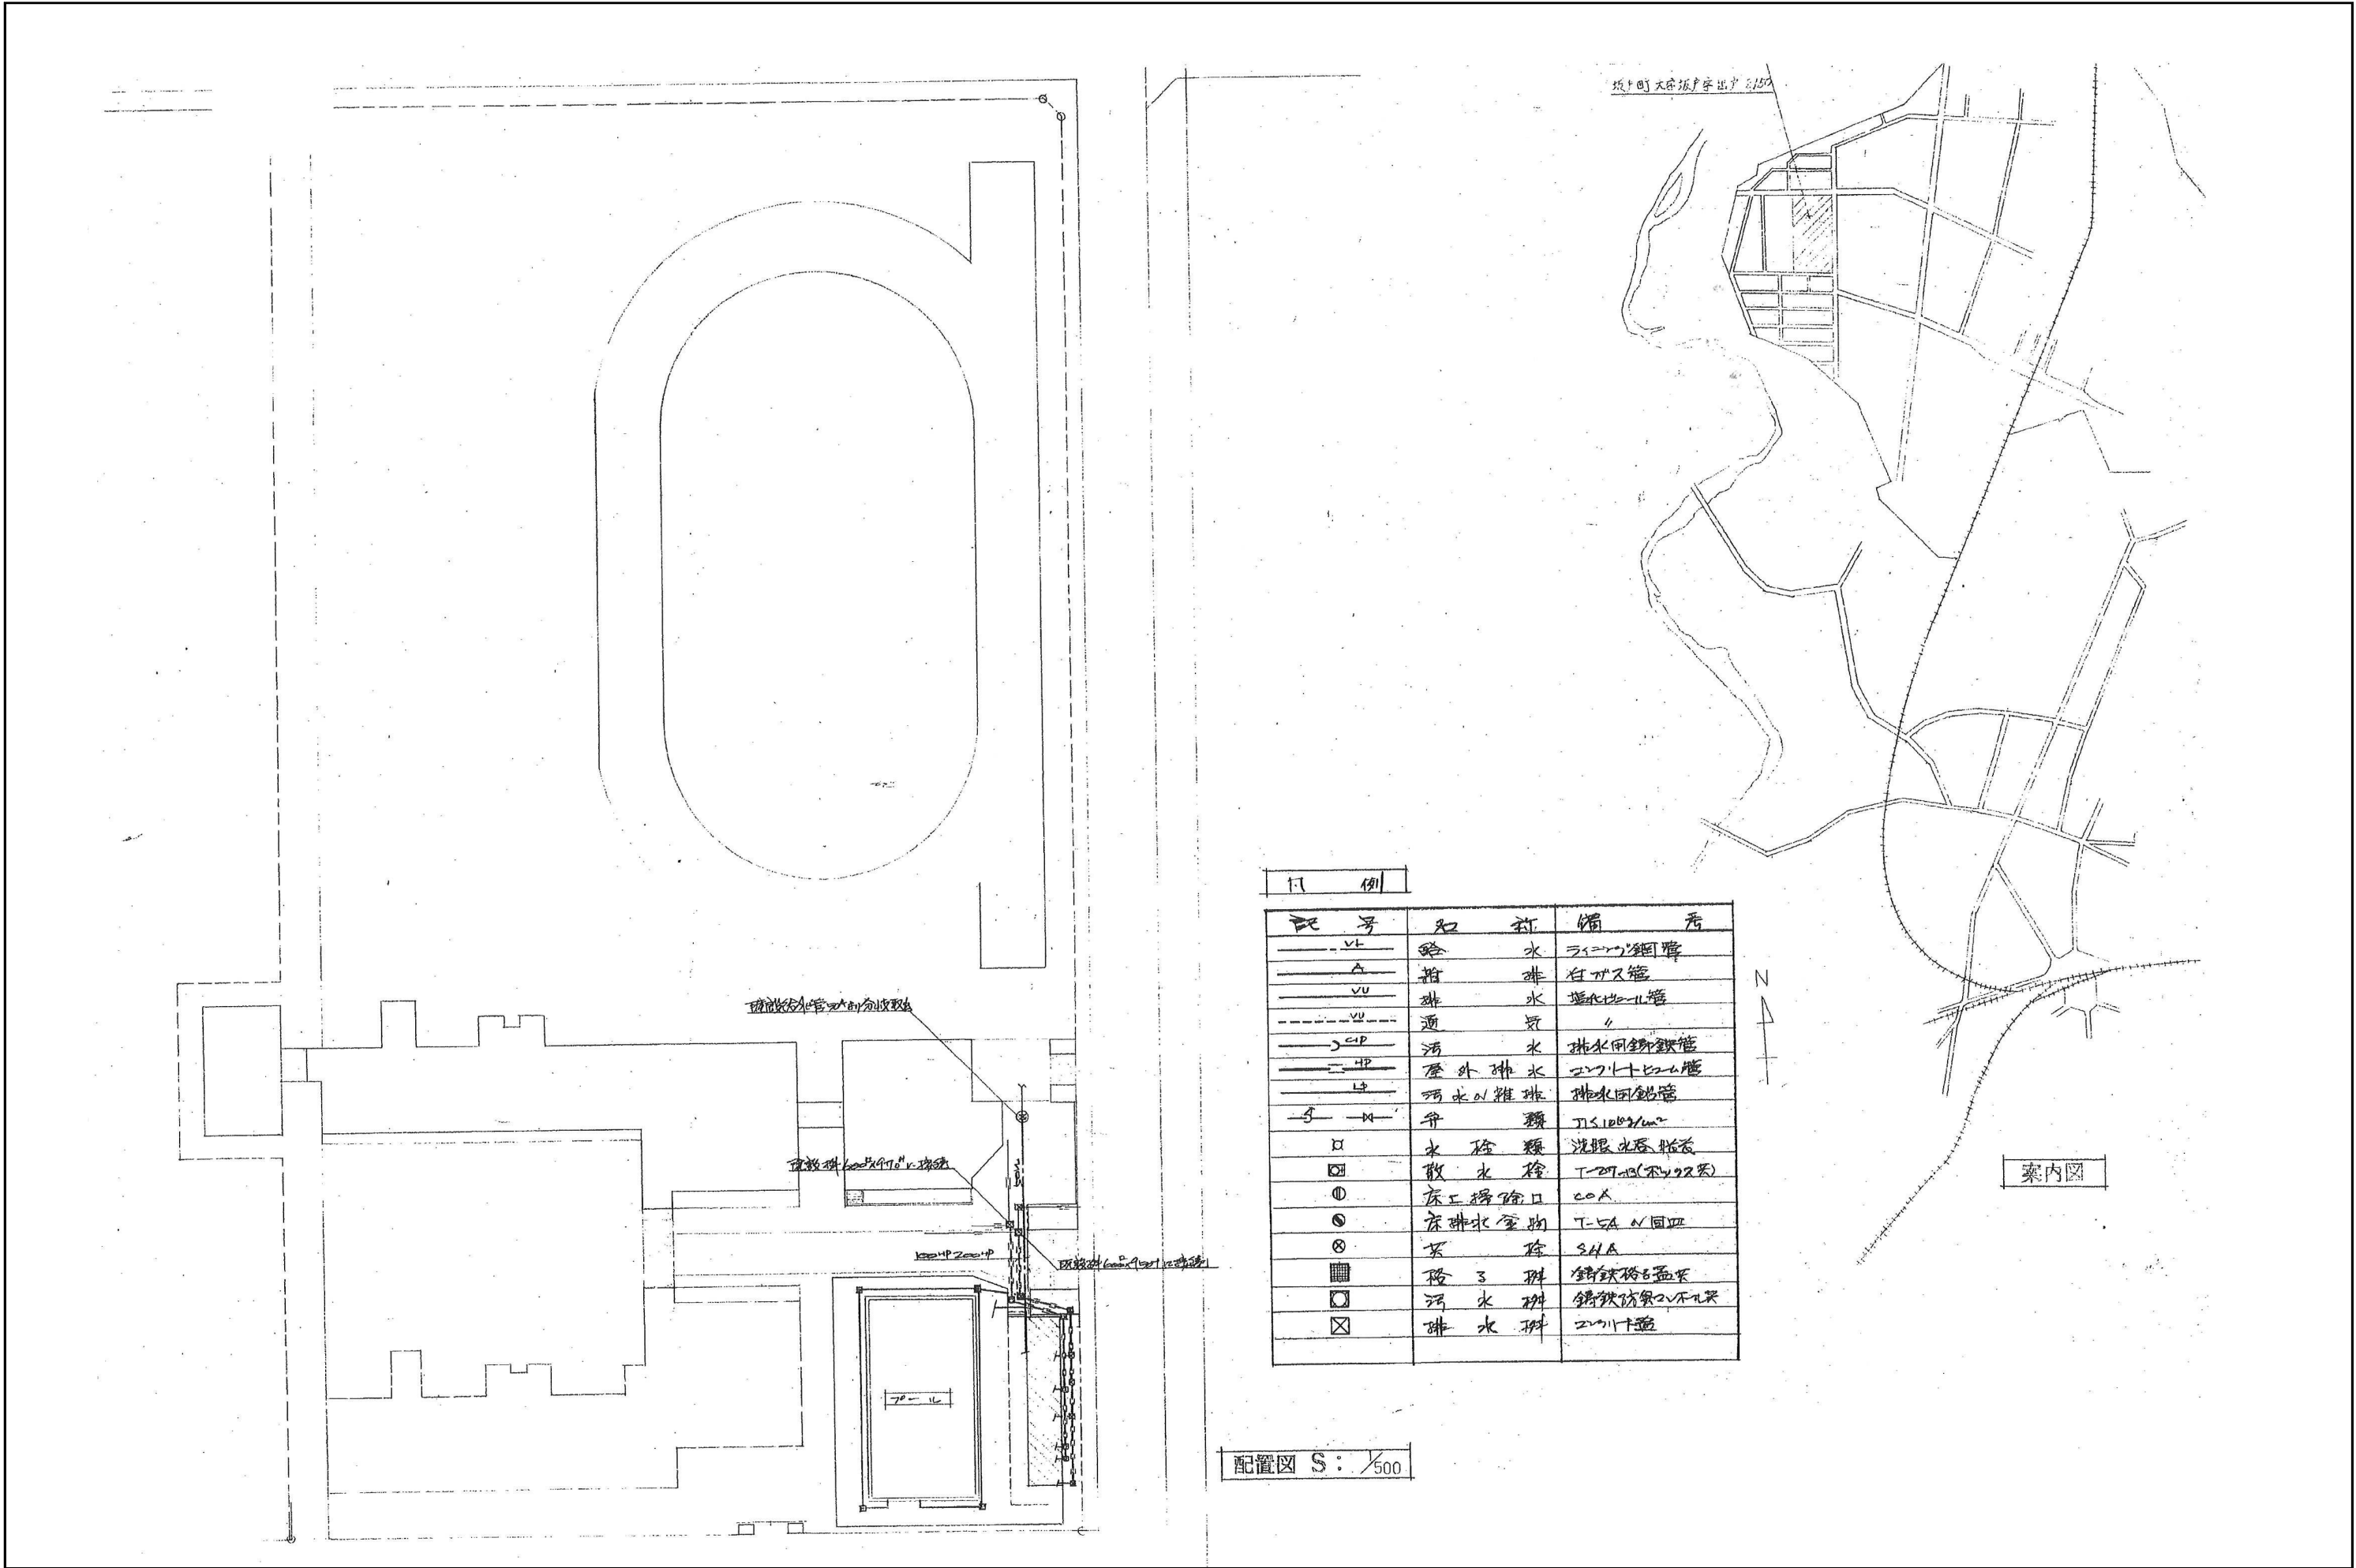

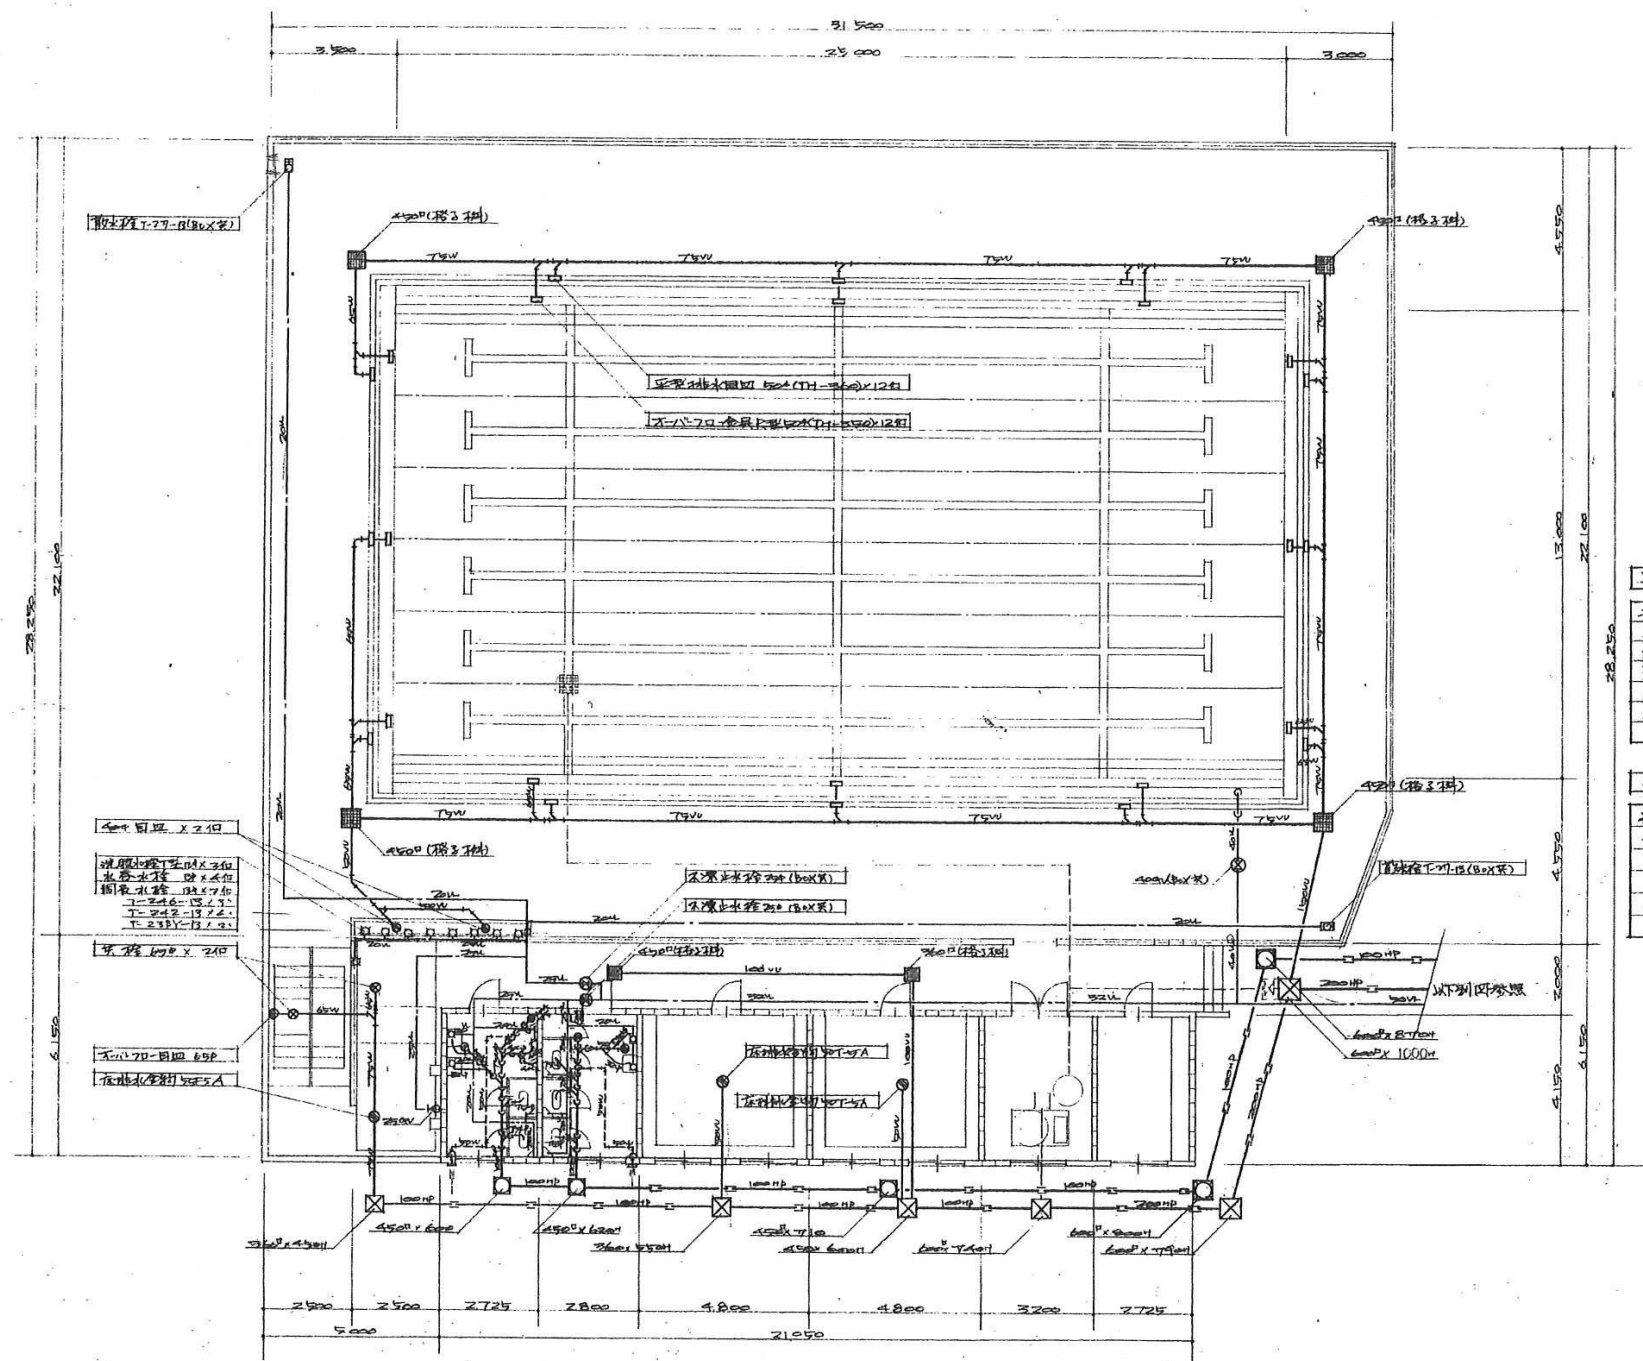

男子用所

洗面水栓	C-375x 5-570	2
排水水栓	U-23 5-28N	3
化新機	L-230P (H12)	2
排水水栓	S-3	2
排水水栓	TS-119AS-3	2
排水水栓	WOT-5A	1

女子用所


洗面水栓	C-375x 5-570	2
排水水栓	L-230P (H12)	2
化新機	S-3	2
排水水栓	TS-119AS-3	2
排水水栓	WOT-5A	1

整理番号	注記


株式会社 平安設計 埼玉支店
1級建築士事務所登録 埼 第 6163 号
1級建築士登録 第 307139 号 石井 勝典

設計年月日

工事名称
旧坂戸市立北坂戸小学校校舎解体等工事
図面名称
給排水衛生設備 平面図
縮尺
A2= 1/150
A4= 1/300

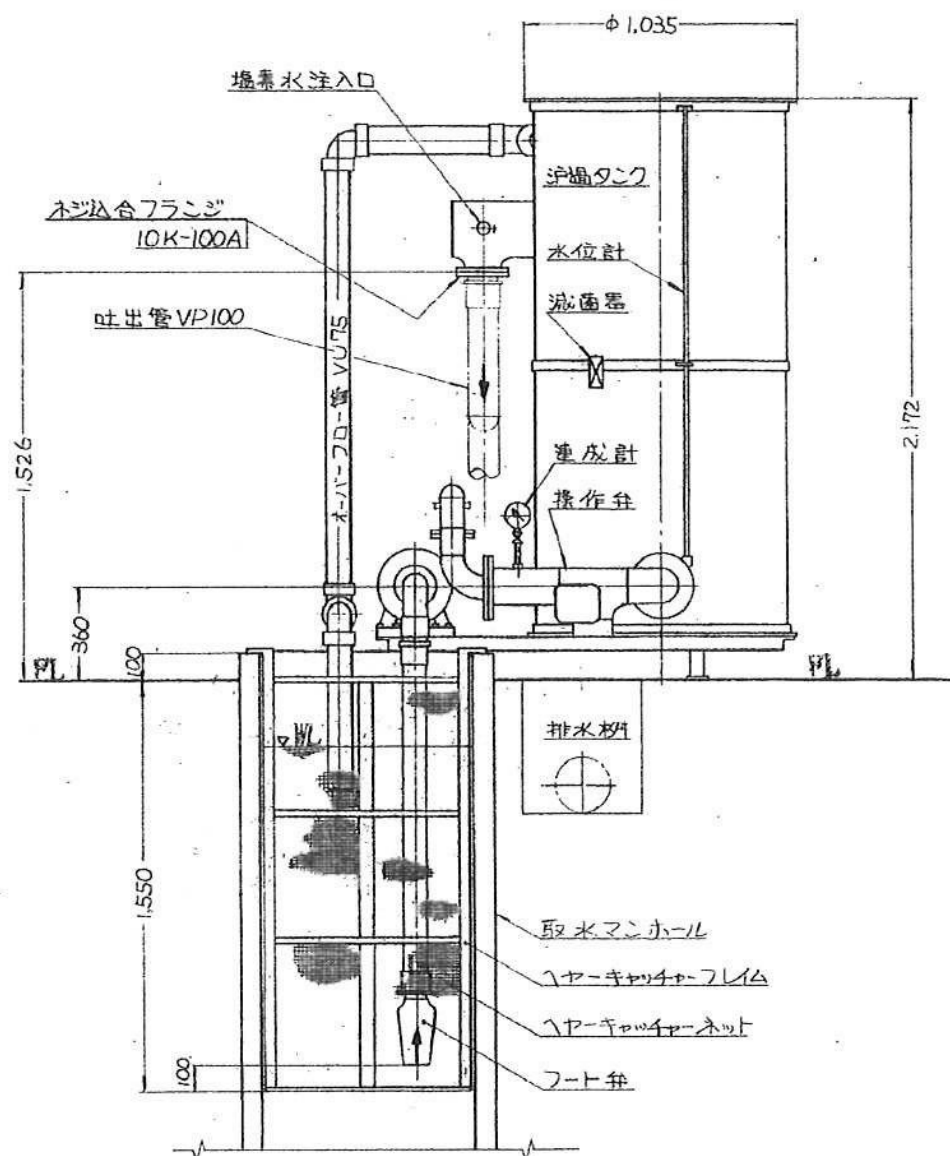

浄過装置正面図 S=1/20

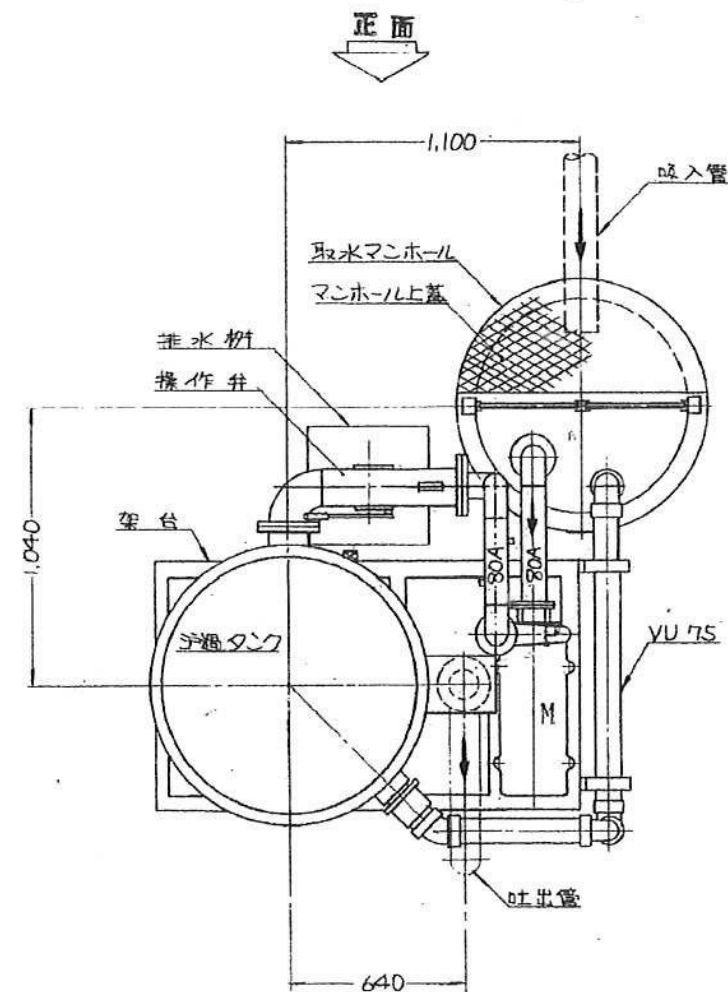

浄過装置平面図 S=1/20

浄過装置仕様

- 1 型式・名称 P-30 特許サヤマ式珪藻土浄過装置
- 2 浄過能力 50Hz 48m³/h 1,150m³/d
- 3 浄過面積 15m²
- 4 配管口径 ポンプ吸入側 80A
浄水吐出側 100A
- 5 ポンプ P クボタ 50Hz SV0-83FK
- 6 モーター M 東芝 3^φ 200V 4P 2.2KW
- 7 1/2インチキャッチャー 南政式 800×1,650²
ネット3枚(内1枚ハスゲア)
- 8 操作弁 サヤマ式自動閉止弁 SAV125A
- 9 使用珪藻土 昭和化学製エース2号
1回ノズルコートニ付 6kg使用
- 10 減圧器 サヤマ式 VS-5型 0~12²/h
次亜塩素酸ソーダ使用
- 11 重量 空時 340kg 運転時 1,700kg

整理番号	注記

株式会社 平安設計 埼玉支店

1級建築士事務所登録 埼 第 6163 号
1級建築士登録 第 307139 号 石井 勝典

設計年月日			工事名称			プール KM-04
			旧坂戸市立北坂戸小学校校舎解体等工事			
			図面名称		縮尺	
			給排水衛生設備 ろ過装置詳細図		A2= 1/20 A4= 1/40	